



| 特 記 仕 様 書                                                 |  |                                                                                                                                                                                                                                                                                                                                                                                                                                                                     |  | 仕 様 書 番 号<br>CH-KS-065 |  |
|-----------------------------------------------------------|--|---------------------------------------------------------------------------------------------------------------------------------------------------------------------------------------------------------------------------------------------------------------------------------------------------------------------------------------------------------------------------------------------------------------------------------------------------------------------|--|------------------------|--|
| 1 工 事 件 名 : #53病院医療機器用電源等改修工事                             |  |                                                                                                                                                                                                                                                                                                                                                                                                                                                                     |  |                        |  |
| 2 工 事 場 所 : 世田谷区池尻1-2-24 自衛隊中央病院                          |  |                                                                                                                                                                                                                                                                                                                                                                                                                                                                     |  |                        |  |
| 3 工 事 概 要 : (1) 建築工事 一式<br>(2) 電気設備工事 一式<br>(3) 機械設備工事 一式 |  |                                                                                                                                                                                                                                                                                                                                                                                                                                                                     |  |                        |  |
| 章 項 目                                                     |  | 事 項                                                                                                                                                                                                                                                                                                                                                                                                                                                                 |  |                        |  |
| 4 (1) 総 則                                                 |  | 本仕様書は、自衛隊中央病院で実施する「#53病院医療機器用電源等改修工事」において必要な項目を制定する。                                                                                                                                                                                                                                                                                                                                                                                                                |  |                        |  |
| (2) 施 工                                                   |  | 仕様書、図面及び下記の標準仕様書・共通仕様書・管理指針（最新版）及び関係法令に基づき入念に施工する。また必要以上の箇所に損傷を与えてはならない。与えた場合は受注者の責任において原状回復すること。<br>国土交通省 国土交通省<br>・建築工事管理指針 機械設備工事管理指針<br>公共建築工事標準仕様書 公共建築設備工事標準図<br>・建築工事編 建築工事編<br>・機械設備工事 機械設備工事編<br>・電気設備工事 電気設備工事編<br>・電気設備工事 電気設備工事編<br>電気通信設備工事共通仕様書                                                                                                                                                                                                       |  |                        |  |
| (3) 質 疑                                                   |  | 仕様書及び図面に明記のない事項及び疑義を生じた場合は監督官と協議する。                                                                                                                                                                                                                                                                                                                                                                                                                                 |  |                        |  |
| (4) 軽微な変更                                                 |  | 施工に際し現場の納まり、取り合わせ等の為に位置又は工法を変え、それによる数量を増減する等、軽微な変更は監督官の指示に従い施工する。この場合の請負金額及び工期の変更はしない。                                                                                                                                                                                                                                                                                                                                                                              |  |                        |  |
| (5) 材 料                                                   |  | 使用する材料は、再使用品を除きすべて新品とし、標準仕様書に規定する所要の品質及び性能を有するものとし間接資材については現場代理人が確認し、監督官へ報告する。                                                                                                                                                                                                                                                                                                                                                                                      |  |                        |  |
| (6) 材 料 検 査                                               |  | すべての材料は、現場搬入後、検査を実施し合格したものを使用する。                                                                                                                                                                                                                                                                                                                                                                                                                                    |  |                        |  |
| (7) 現 場 管 理                                               |  | ア 現場代理人は常駐とし、現場を離れる場合については、監督官の許可を得るものとする。<br>イ 現場は、整理整頓し、作業終了後は清掃を行い火災等の事故防止に努める。<br>ウ 出入口及び危険性のある場所には、危険標示等の処置を行うこと。<br>エ 現場及び許可された場所以外への無断立ち入りは厳禁とする。<br>オ 施設等に損害を与えた場合には、速やかに監督官に通報すると共に、請負業者の責任において損害の事項に<br>対し賠償するものとする。<br>カ 病院内においては不織布マスクを着用するものとする。<br>キ 指定場所以外での喫煙を禁ずる。<br>ク 工事の請負業者であることが判る腕章を装着する。腕章については請負業者で準備するものとする。<br>ク その他部隊側の諸規則、指示に従い遅滞なく行うこと。<br>コ 施工時間は原則、平日の08:30～17:00とするが、検査室等で病院営業中に実施できない場所については、土曜、日曜、祝日及び17:00以降の作業とし、事前に監督官と協議すること。 |  |                        |  |
| (8) 安 全 管 理                                               |  | 労働安全規則の定めるところにより、安全管理対策を行い災害の未然防止を図るものとする。                                                                                                                                                                                                                                                                                                                                                                                                                          |  |                        |  |
| (9) 工 事 写 真                                               |  | ア 施工写真は、請負業者により撮影（デジタルカメラ撮影可）し、工事アルバムに整理し監督官に提出する。<br>イ (社)公共建築協会「工事写真の撮り方（最新版）」を参考に整理すること。                                                                                                                                                                                                                                                                                                                                                                         |  |                        |  |

| 章                      | 項 目                                                | 事 項                                                                                                                                                                                                                                                                                                                                                                                                                                                                                                            |  |                   |         |       |
|------------------------|----------------------------------------------------|----------------------------------------------------------------------------------------------------------------------------------------------------------------------------------------------------------------------------------------------------------------------------------------------------------------------------------------------------------------------------------------------------------------------------------------------------------------------------------------------------------------|--|-------------------|---------|-------|
| (10) 提 出 書 類           | (11) 施 工 計 画 書                                     | 本工事に必要な書類は、監督官の指示に従い遅延なく作成し提出すること。                                                                                                                                                                                                                                                                                                                                                                                                                                                                             |  |                   |         |       |
| (12) 技 能 等             | (13) 施 工 管 理                                       | 請負業者は関係法令の定めるところによる資格及び技能を有し、本工事を施工する能力を有するものとする。<br>本工事において請負業者が下請業者と工事下請負契約を締結し工事を施工・完成させる場合は、着工前に施工体制台帳を作成し監督官に提出する。                                                                                                                                                                                                                                                                                                                                                                                        |  |                   |         |       |
| (14) 電 気 ・ 水 道         | (15) 発 生 材                                         | 本工事に必要な電気・水道は、請負業者の負担において準備する。なお、官側の設備を使用する際は、計量器等による数量を基に別途会計課に支払いを行うものとする。<br>ア 金属類については監督官の指定する場所に集積し、「発生材調書」を作成し監督官へ提出する。<br>イ その他の産業廃棄物については請負業者の責任において合法的に処分し、処分完了後監督官に産業廃棄物管理票（マニフェスト）の写しを提出する。<br>ウ この際、電子マニフェストにて実施すること。                                                                                                                                                                                                                                                                              |  |                   |         |       |
| (16) 竣 工 検 査           | (17) 保 障 期 間                                       | 本工事完成後、特記仕様書及び図面等に基づき請負業者・監督官が立会いの上、検査官が指定して日時に行う。<br>本工事完成後、工事における瑕疵期間は1年間とし、本工事で使用した部品等については、メーカー保証による。<br>請負金額が500万円以上の工事については登録する。 登録先：（財）日本建設情報総合センター                                                                                                                                                                                                                                                                                                                                                     |  |                   |         |       |
| (18) 工 事 実 績 情 報 の 登 録 | (19) 工 事 範 囲 内 の 工 事                               | (ア) 工事範囲については、廊下及び他の居室に粉塵等が飛散しないよう養生するものとする。<br>(イ) 工事範囲内で使用する足場は、電線、ドレン管、冷媒管等の敷設及び空調機の取付を考慮し選定するものとする。<br>新設電源経路上の既設天井のボードを一時の撤去し復旧する。細部、位置については図示による。<br>新設電源経路に天井点検口を新設する。細部、位置については、図示による。                                                                                                                                                                                                                                                                                                                 |  |                   |         |       |
| 5 特 記 事 項              | (1) 建 築 工 事<br>ア 仮 設 工 事<br>イ 金 属 工 事<br>ウ 内 装 工 事 | ア 1階製剤室に新設医療機器用の電源を新設する。細部位置については図示による。<br>イ 1階製剤室の空調機用の電源を新設する。細部、位置については図示による。<br>ウ 1階準備室の既設手元開閉器盤内のブレーカーを交換する。細部、位置については図示による。<br>エ 1階E P S室の既設分電盤内のブレーカーを交換する。細部、位置については図示による。<br>オ 1階製剤室に手元開閉器を新設する。細部、位置については図示による。<br>カ 2階検査室内に新設医療機器用の電源を新設する。細部位置については図示による。<br>キ 5階病室内のU P Sコンセントを新設する。細部位置については図示による。<br>ク 5階病室内の既設U P Sコンセントのブレーカー接続を変更する。細部位置については図示による。<br>ケ 8階病室内のU P Sコンセントを新設する。細部位置については図示による。<br>コ 8階病室内の既設U P Sコンセントのブレーカー接続を変更する。細部位置については図示による。<br>サ ケーブルが防火区画を貫通する箇所については、適切に処置するものとする。 |  |                   |         |       |
|                        |                                                    | 工事件名                                                                                                                                                                                                                                                                                                                                                                                                                                                                                                           |  | #53病院医療機器用電源等改修工事 | 図 面 番 号 | 1 / 7 |
|                        |                                                    | 種 別                                                                                                                                                                                                                                                                                                                                                                                                                                                                                                            |  | 特記仕様書             | 縮 尺     | —     |
|                        |                                                    | 自 衛 隊 中 央 病 院                                                                                                                                                                                                                                                                                                                                                                                                                                                                                                  |  | 令和8年10月6日         |         |       |


| 章 | 項目                    | 事項                                                                                                                                                                                                                                                                                   | 項目 |
|---|-----------------------|--------------------------------------------------------------------------------------------------------------------------------------------------------------------------------------------------------------------------------------------------------------------------------------|----|
| 4 | (3)機械設備工事<br>空気調和設備工事 | ア 1 階製剤室に空調機を新設する。細部、位置については図示による。<br>イ 空調機のドレンについては、ドレンアップし、同室内の既設空調機ドレン管に接続するものとする。細部、位置については図示による。<br>ウ 空調室外機については専用の架台を使用し、設置するものとする。<br>エ 外壁の配管等貫通箇所の場合は、約330mm程度とし、X線撮影により確認し、開口するものとする。<br>オ 露出する冷媒管は、冷媒用被覆銅管を用いSUSラッピングにより保護するものとする。<br>カ 冷媒管が防火区画を貫通する箇所については、適切に処理するものとする。 |    |
|   | (4)その他                | 当該工事の1階、2階の電源等工事は、医療機器納入のための工事であるため、令和9年1月中旬予定の医療機器納入に間に合うように工事を終了するものとする。                                                                                                                                                                                                           |    |

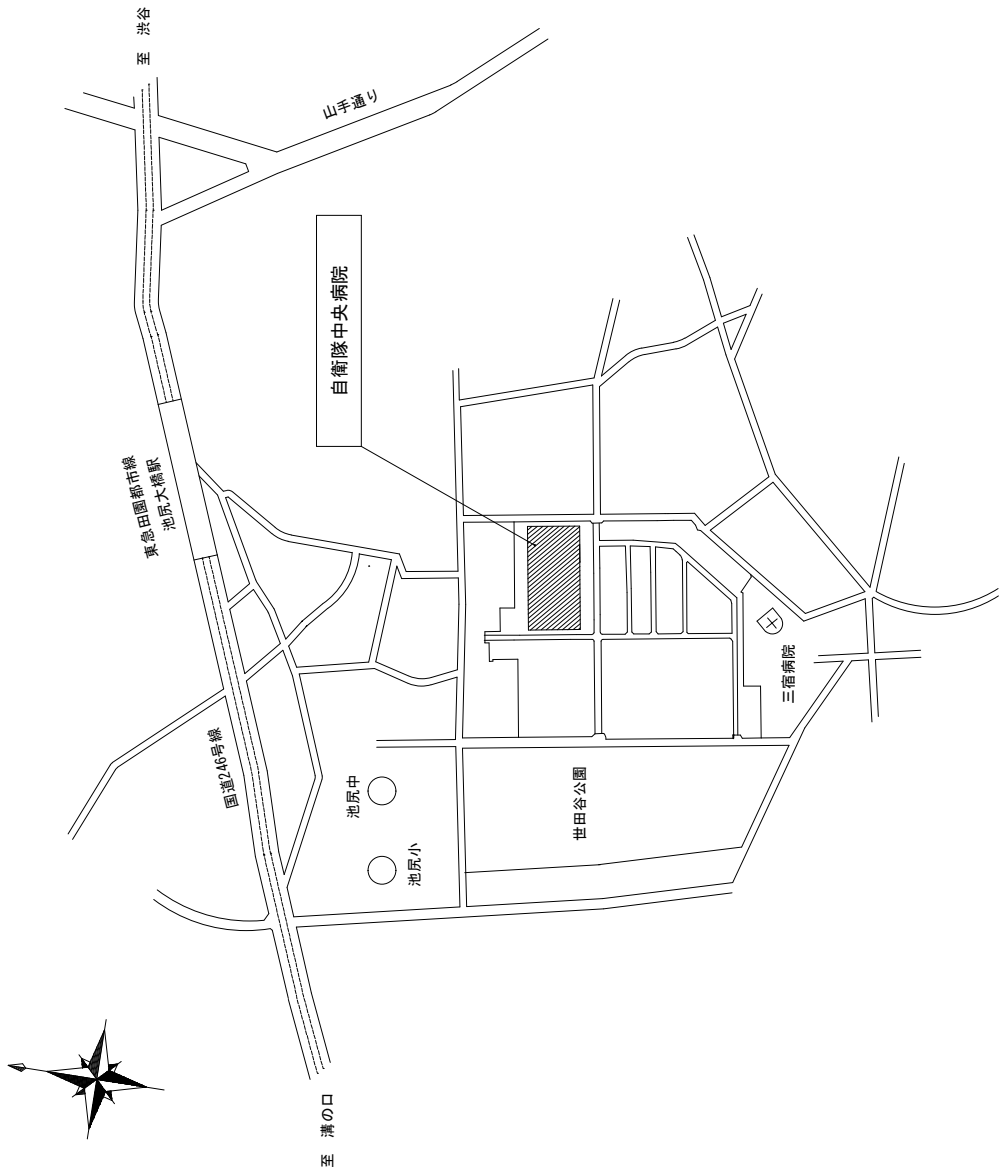

案内図 S= 1 / X


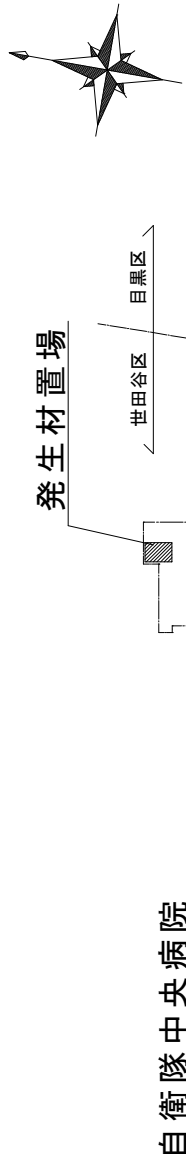


自衛隊中央病院


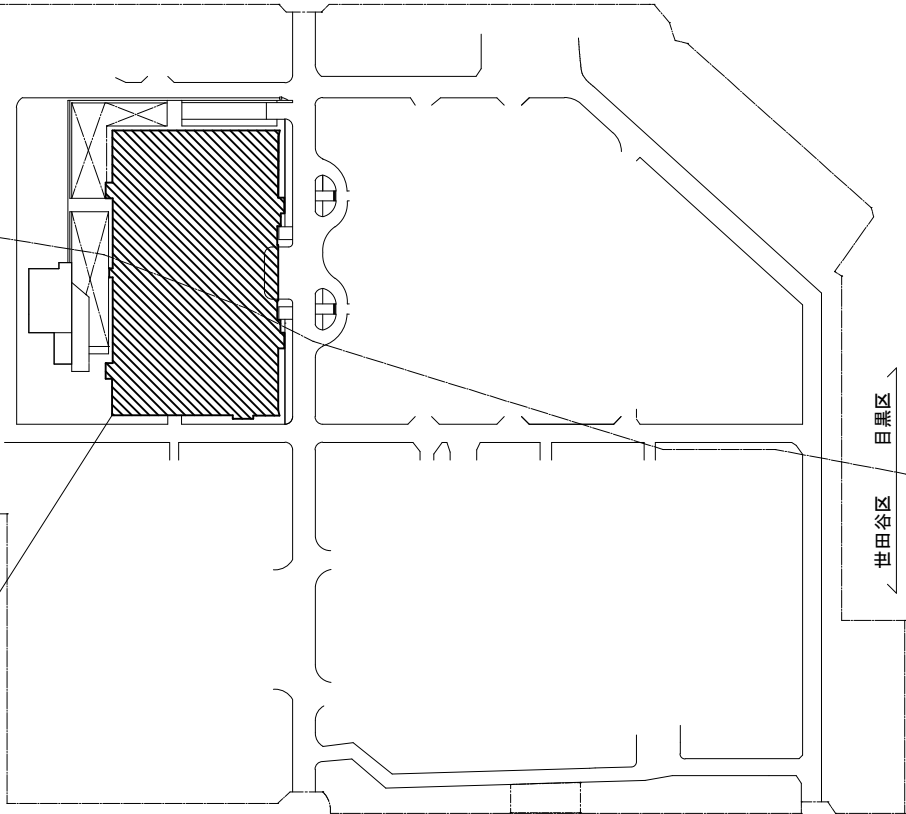


配置図 S= 1 / 3, 000

|         |                   |      |       |
|---------|-------------------|------|-------|
| 工事件名    | #53病院医療機器用電源等改修工事 | 図面番号 | 2 / 7 |
| 種別      | 特記仕様書・案内図・配置図     | 縮尺   | 図示    |
| 自衛隊中央病院 | 令和8年10月6日         |      |       |

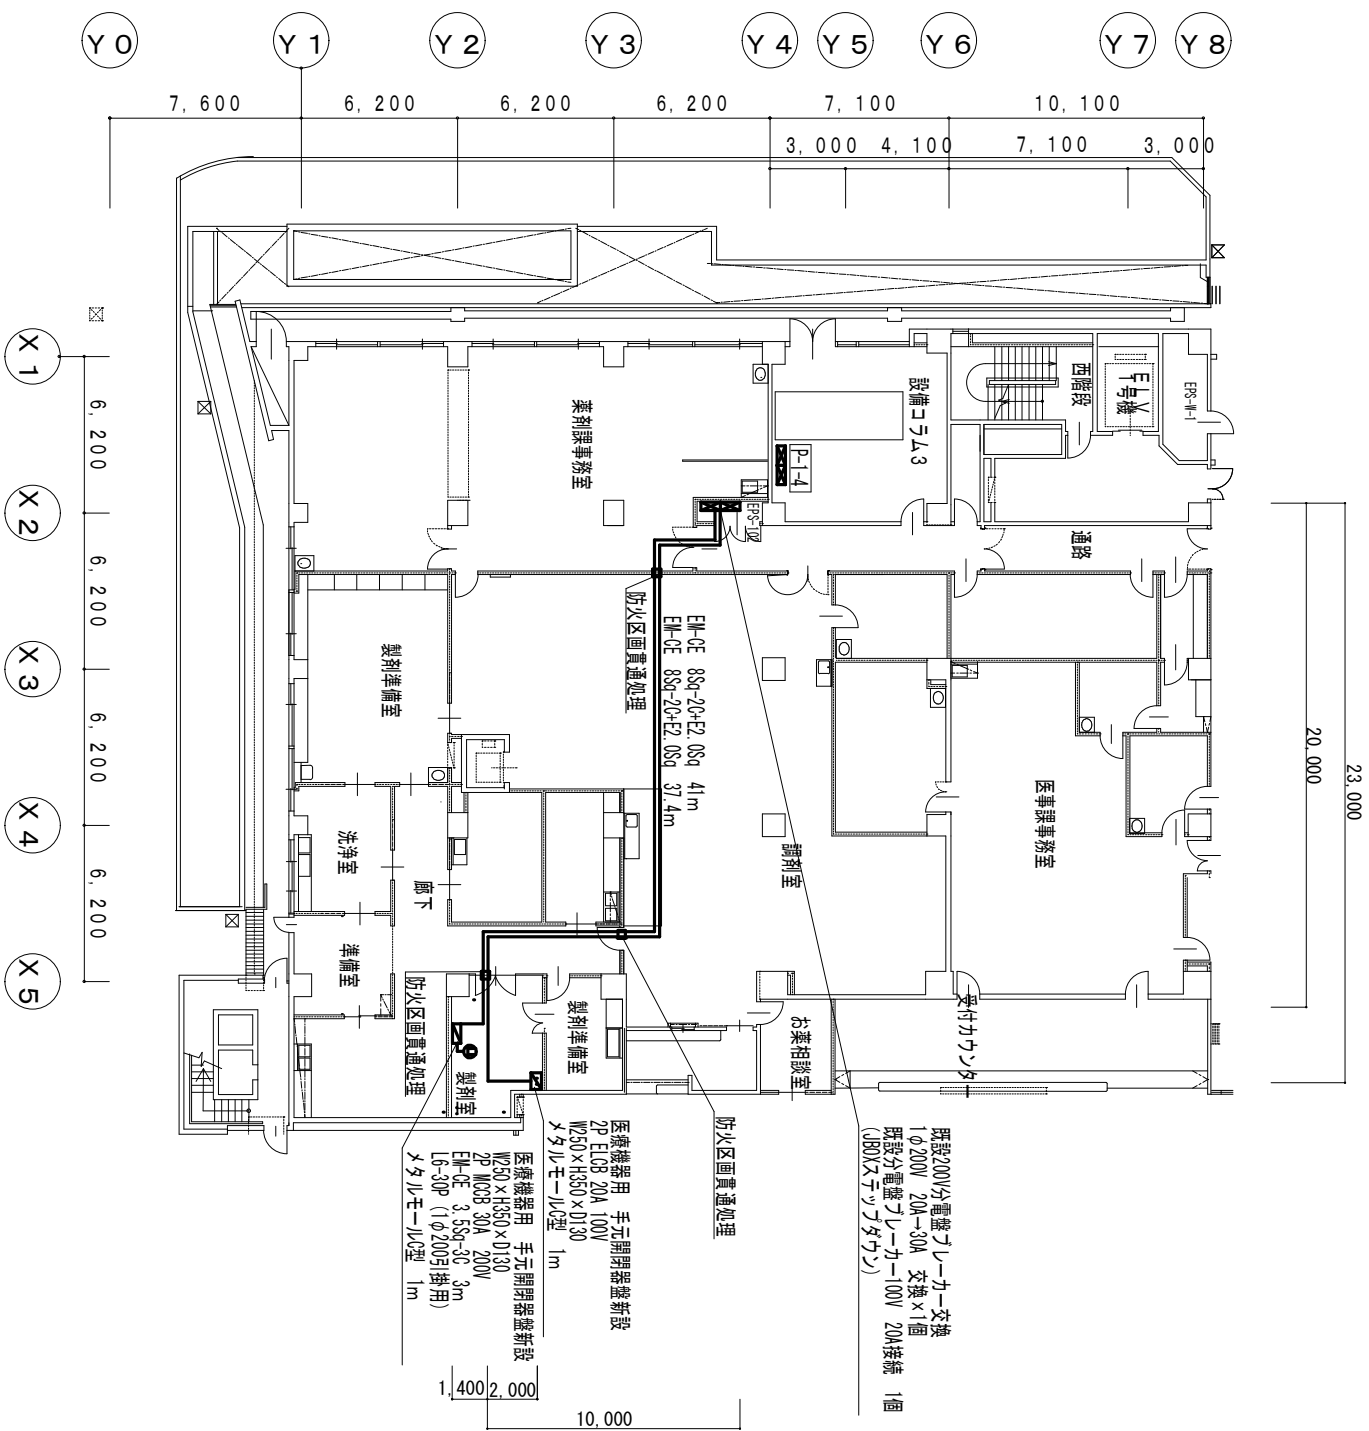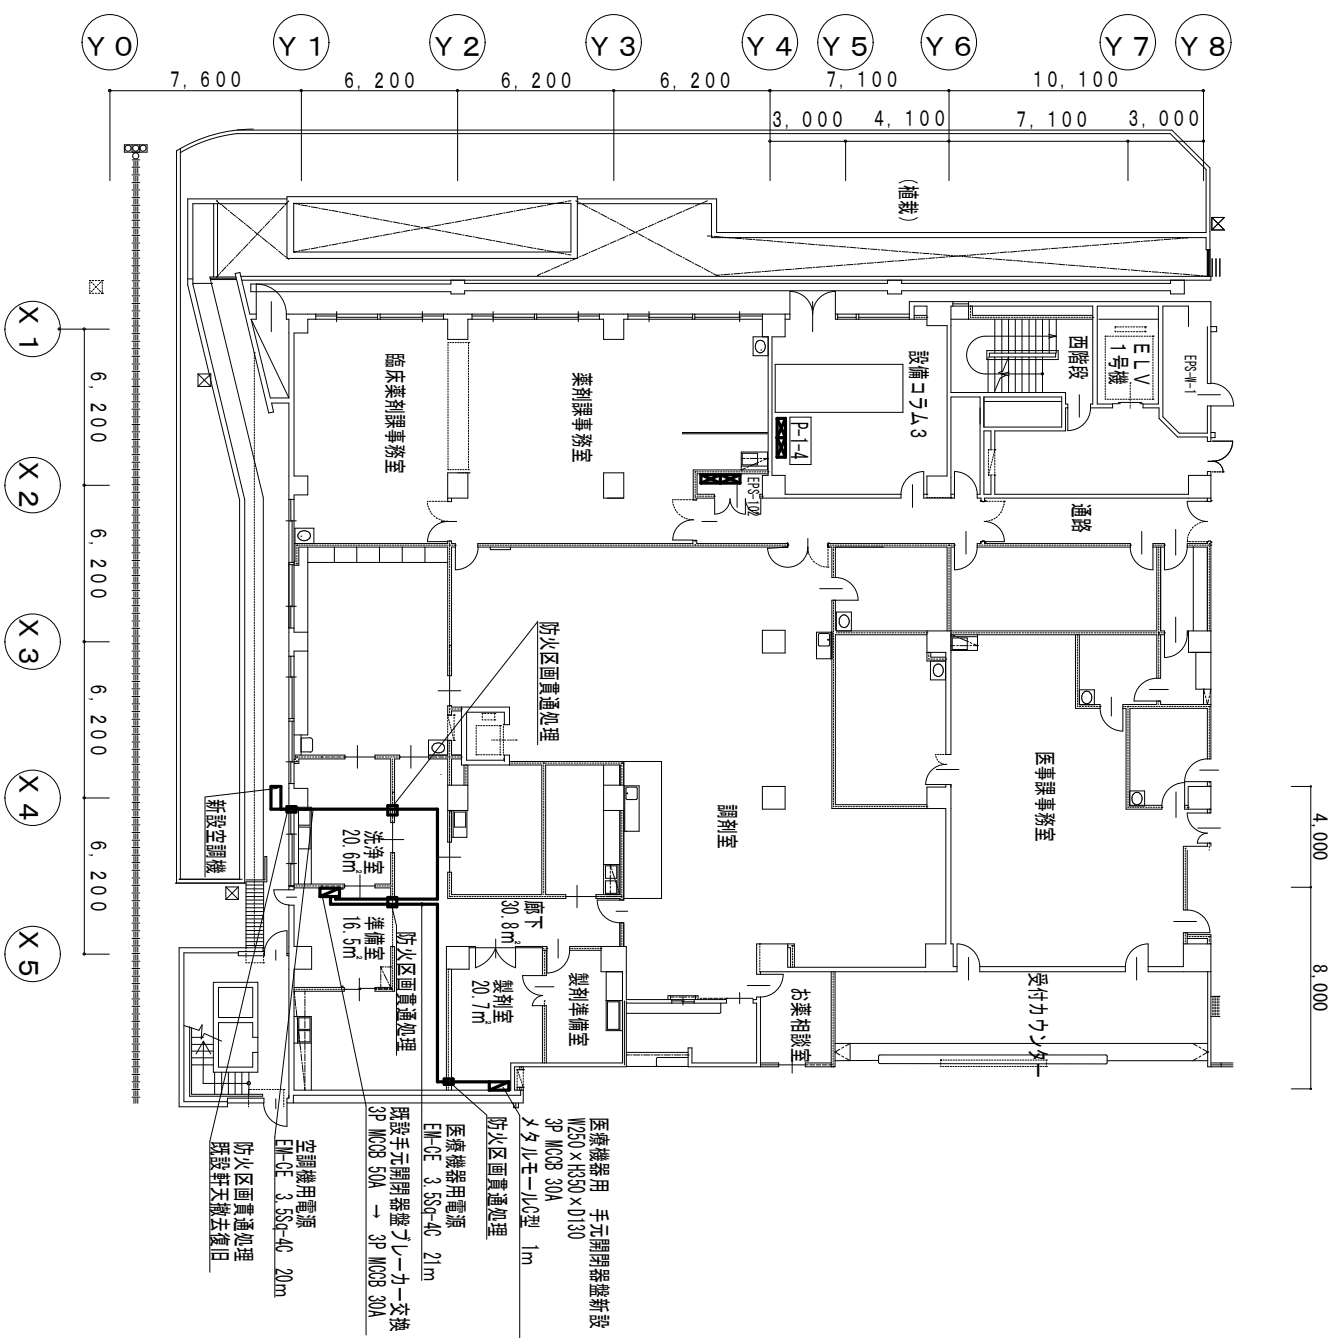


|               |                   |           |         |
|---------------|-------------------|-----------|---------|
| 工事件名          | #53病院医療機器用電源等改修工事 | 図面番<br>号  | 3 / 7   |
| 種 別           | 平面図（電気詳細図）        | 縮 尺       | 1 / 300 |
| 自 衛 隊 中 央 病 院 |                   | 令和8年10月3日 |         |

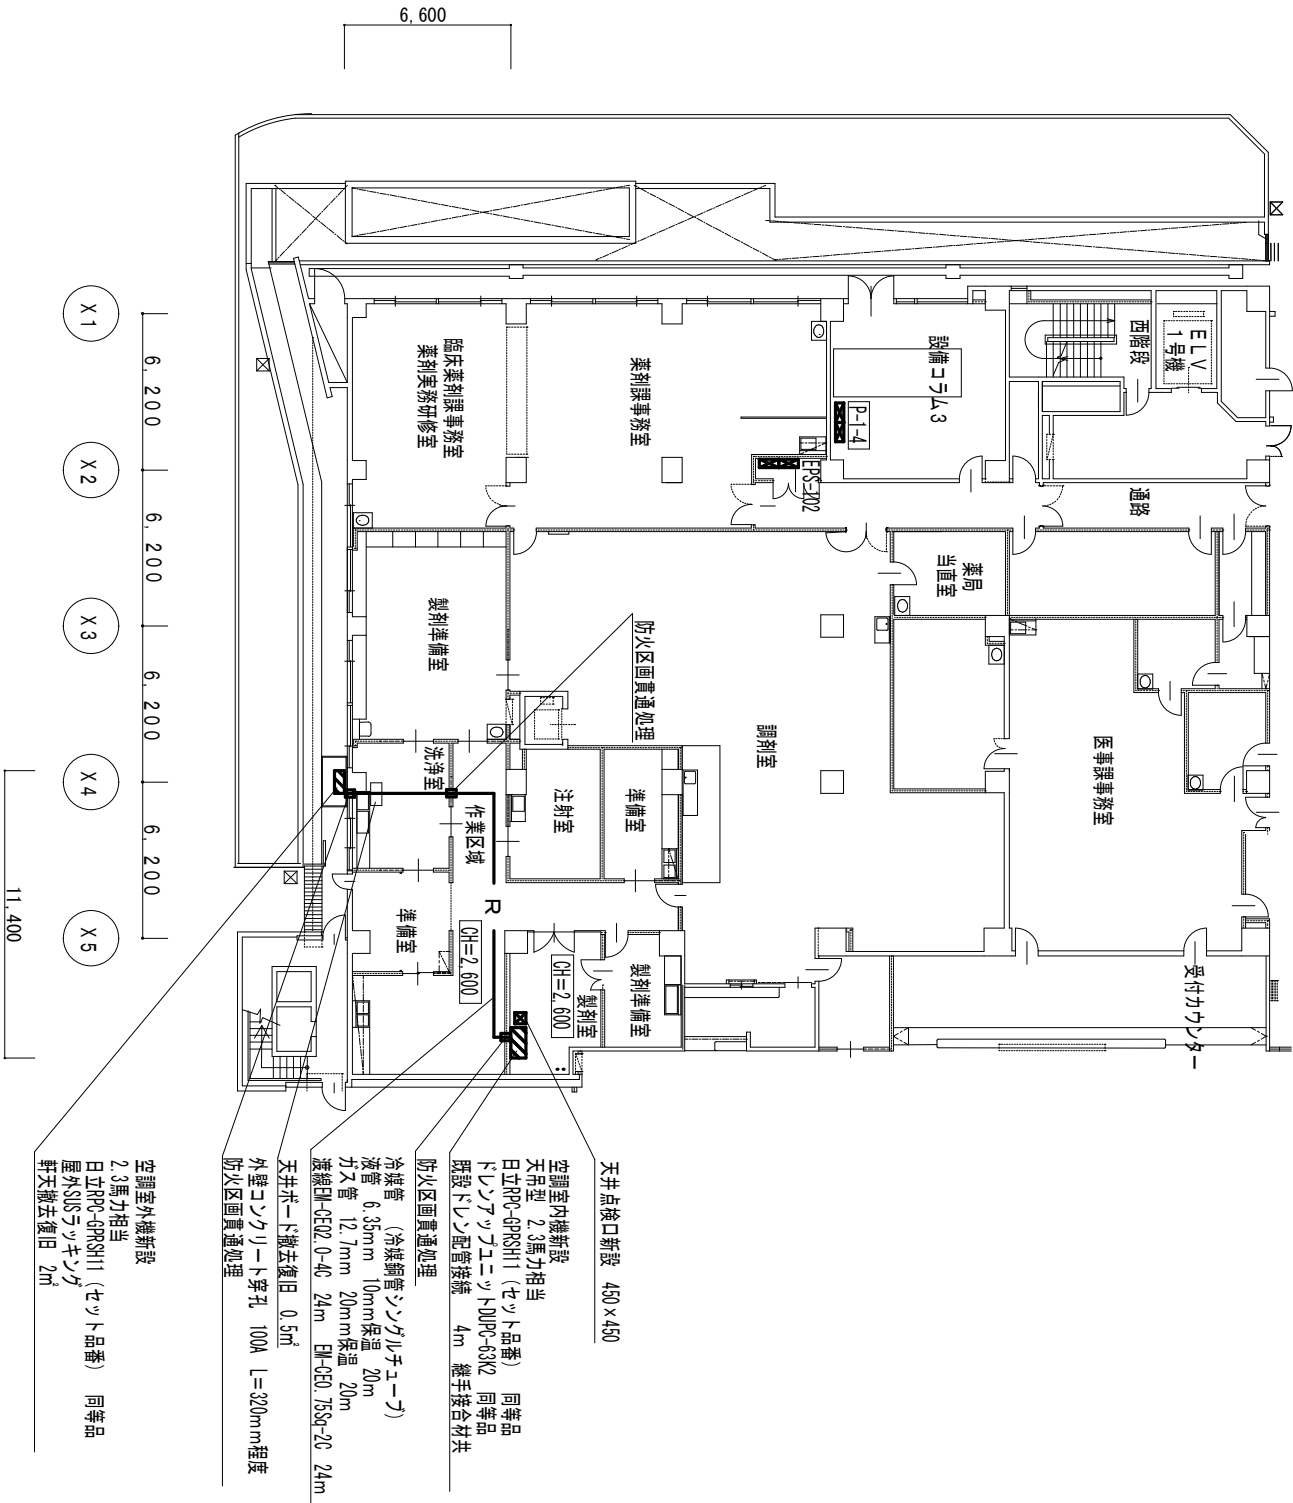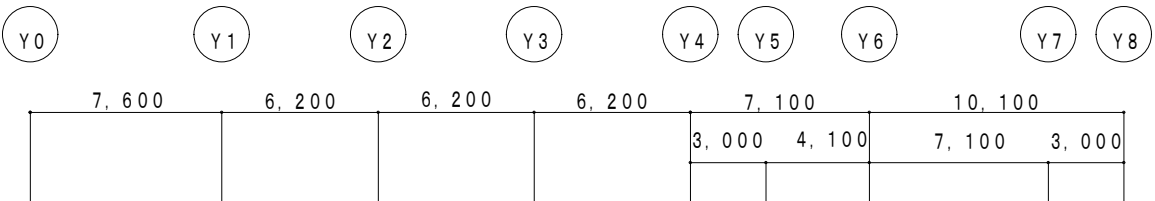


1階平面図 S=1:300

|         |                   |           |         |
|---------|-------------------|-----------|---------|
| 工事件名    | #53病院医療機器用電源等改修工事 | 図面番号      | 4 / 7   |
| 種別      | 平面図 (空調機新設詳細図)    | 縮尺        | 1 / 300 |
| 自衛隊中央病院 |                   | 令和8年10月6日 |         |

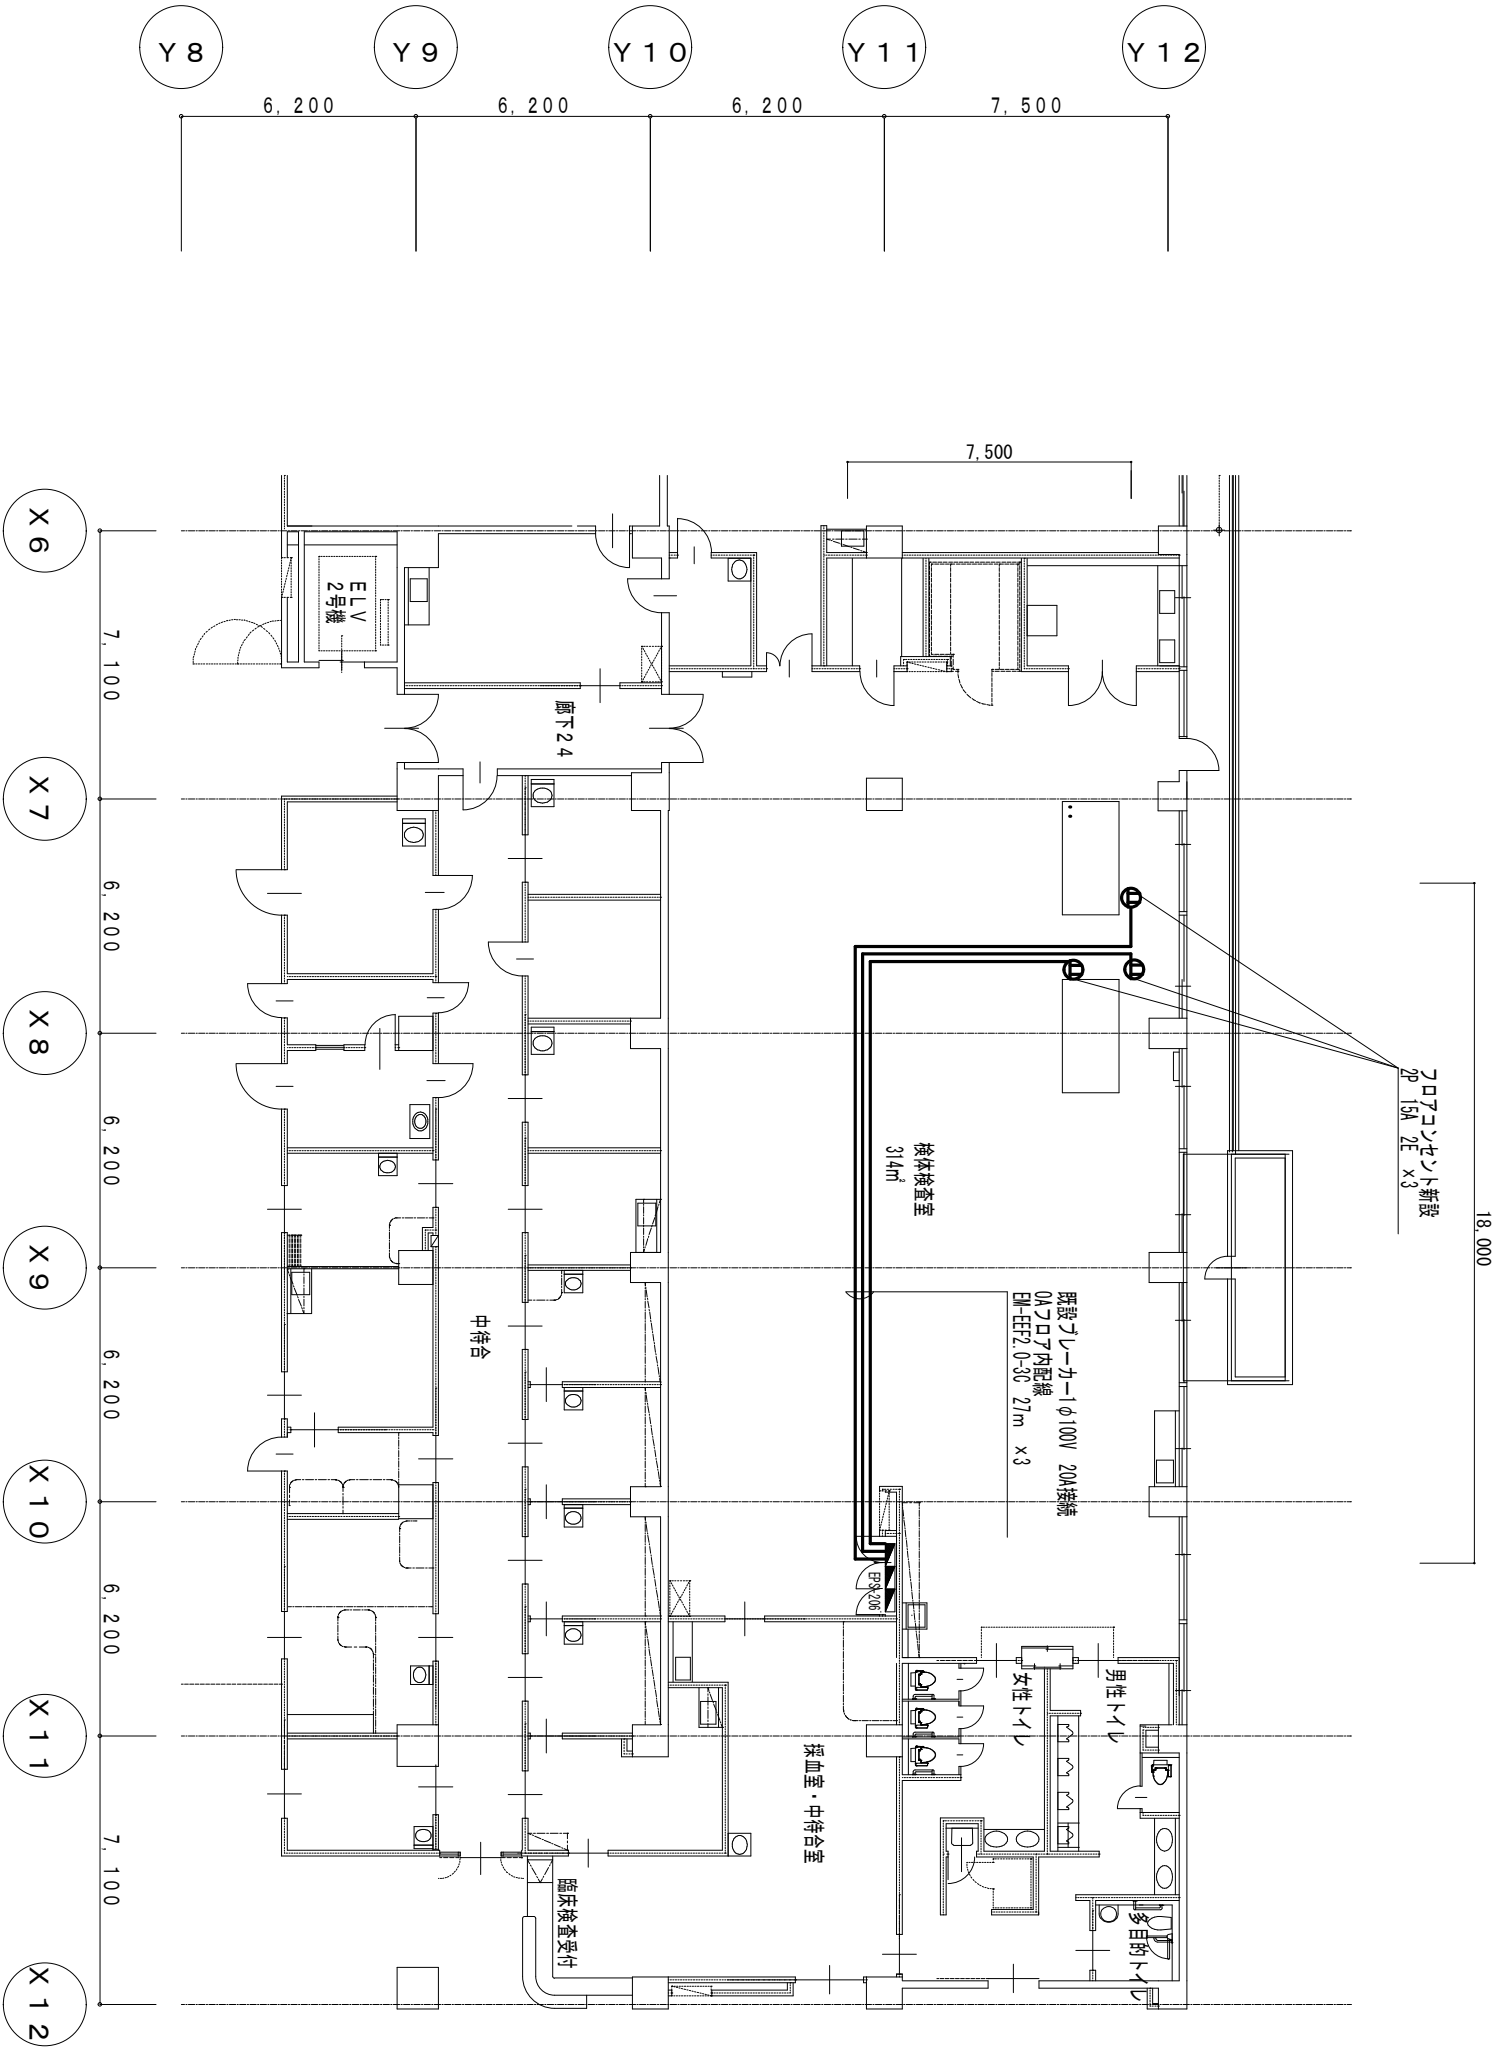

2階平面図 S=1:200

|         |                   |           |      |         |
|---------|-------------------|-----------|------|---------|
| 工事件名    | #53病院医療機器用電源等改修工事 |           | 図面番号 | 5 / 7   |
| 種別      | 平面図 (電気詳細図)       |           | 縮尺   | 1 / 200 |
| 自衛隊中央病院 |                   | 令和8年10月6日 |      |         |

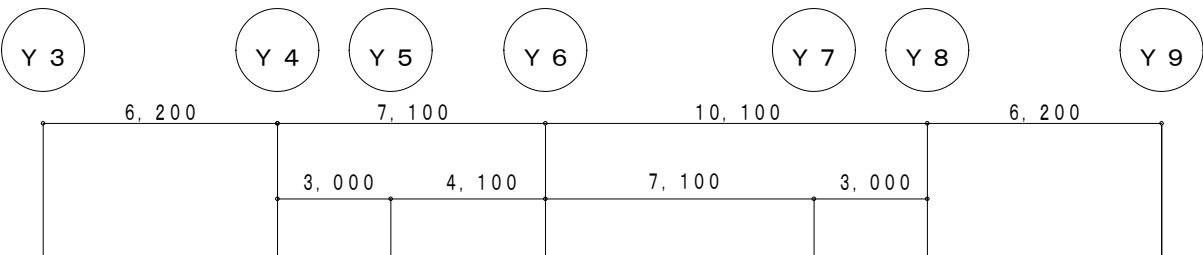

5階平面図 S=1:200

|         |                   |     |         |
|---------|-------------------|-----|---------|
| 工事件名    | #53病院医療機器用電源等改修工事 | 図面番 | 6 / 7   |
| 種別      | 平面図（電気詳細図）        | 縮尺  | 1 / 200 |
| 自衛隊中央病院 | 令和8年10月6日         |     |         |

