

変更公告(建設工事)

入札公告を次のとおり訂正します。

令和 8年 6月 26日

分任契約担当官
陸上自衛隊えびの駐屯地
第364会計隊えびの派遣隊長 渡邊 昂二郎

1 公告日：令和8年6月10日(水)

2 工事名：生活隊舎污水管補修工事

3 訂正内容

仕様書及び数量計算書を添付のとおり訂正する。

生活隊舎污水管補修工事

件 名	生活隊舎汚水管補修工事						
図面名称	表 紙						
図面番号	1 / 8			作成月日	8.5.19		
業務隊長	管理科長	営繕班長	給排水係長	電気係長	管 財	営繕主任	監督官
							
えびの駐屯地業務隊 管理科 営繕班							

仕 様 書

1 工 事 件 名

生活隊舎污水管補修工事

2 工 事 場 所

宮崎県えびの市大字大河平 4 4 5 5 － 1 陸上自衛隊えびの駐屯地

3 適 用 範 囲

本設計図書は、生活隊舎污水管補修工事において適用する。

4 工 事 概 要

- | | |
|-------------|-----|
| (1) 排水管改修 | 1 式 |
| (2) 電気設備改修 | 1 式 |
| (3) 発生材処分 | 1 式 |
| (4) その他付帯工事 | 1 式 |

5 一 般 共 通 事 項

- (1) 本工事は、本仕様書・図面に記載無き事項及び用語の定義については、以下によるものとする。
- 【国土交通省大臣官房官庁営繕部監修】
- ・公共建築工事標準仕様書 （建築工事、電気設備工事、機械設備工事編）（最新版）
 - ・公共建築改修工事標準仕様書（建築工事、電気設備工事、機械設備工事編）（最新版）
- (2) 本仕様書・図面に記載なき事項については監督官と調整し、当然実施すべき事項は、請負者の負担において実施するものとする。
- (3) 写真は、施工前、完成後、各工程毎及び材料搬入状況等を撮影し写真帳（Ａ４）に整理し提出する。
- (4) 工事場所及び指定された場所以外の無断立入り並びに写真撮影は禁止するものとする。
- (5) 請負者は、現場代理人を指名し関係法令に従って現場の管理に当たらせ、関係者の監督及び火災・盗難等の災害防止に十分な注意を払わせる。現場においては常に整理整頓を行う。また、災害等においては自らの責に任ずるものとする。
- (6) 作業中、他の箇所に汚損又は破損等した場合は、直ちに監督官に報告するとともに、請負業者の責任において速やかに現状復旧するものとする。
- (7) 本工事に使用する材料は、全て新品とし監督官の検査を受け、合格品を使用するものとする。
- (8) 本工事により発生した発生材は請負業者の責任において駐屯地外へ搬出・適正に処分し、マニフェスト（Ｅ票）の写しを提出するものとする。
- (9) 本工事における工事用電気、水道等の確保については、請負業者が準備すること。また、施設内の各種設備の使用については、原則禁止とし、これにより難しい場合は、監督官と協議の上、その指示に従うものとする。
- (10) その他疑義が生じた場合は、監督官と調整の上実施するものとする。


6 特記事項

- (1) 本工事は、本仕様書に基づき施工するものとするが細部寸法は現地において採寸のうえ、実施するものとする。
- (2) 本工事で使用する材料の規格・色彩等については、監督官と協議のうえ、決定するものとする。
- (3) 工事における養生は、確実に実施するとともに、施工後、整理清掃後片付けを実施するものとする。
- (4) 電気設備工事完了後、照明器具の動作試験を行い、異常の有無を確認するものとする。


7 作 業 時 間

- (1) 本工事の作業時間は、標準仕様書及び現場説明書によるほか、作業期間中の土曜日、日曜日、祝日及び年末年始休暇を作業不能日として見込んでいる。
- (2) 本工事における駐屯地の入出門時間は、８時３０分から１７時３０分までとする。ただし、これを超える時間については、監督官と協議の上実施するものとする。
- (3) 本工事における 停電作業、断水作業に係る作業日は、監督官と協議のうえ、行うものとする。なお、実施日程及び詳細な作業内容については、作業に係る計画書等を監督官に提出の上、承諾を得るものとする。

件 名	生活隊舎污水管補修工事		
図面名称	仕様書		
縮 尺	図 示	作成年月日	8.5.19
		図面番号	2/8
えびの駐屯地業務隊 管理科 営繕班			

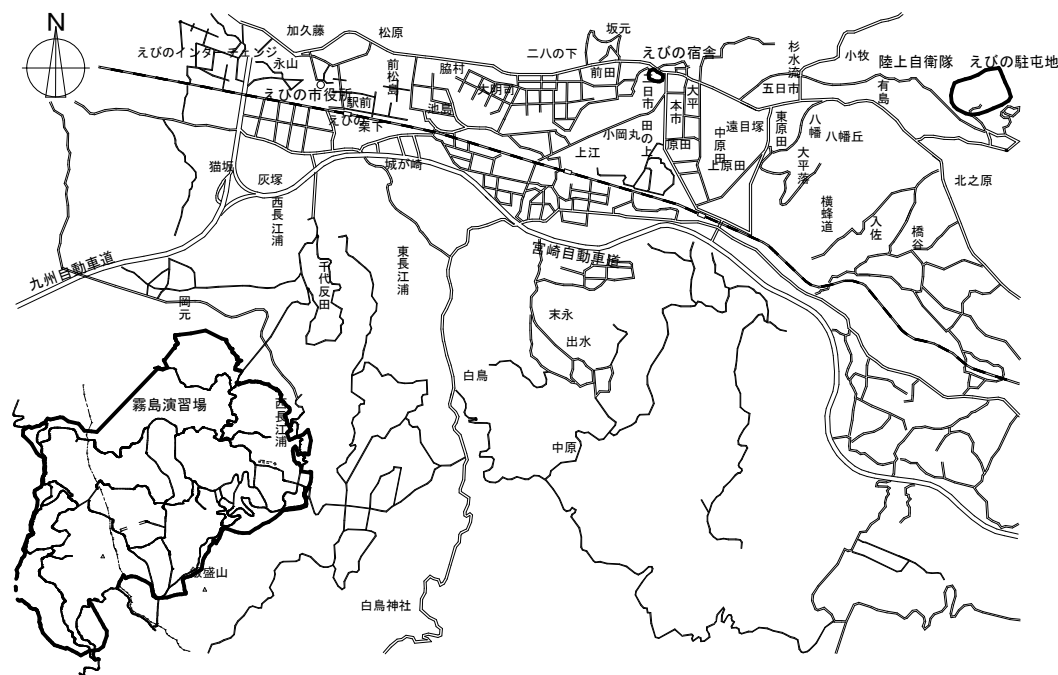



案内図 S=1:X

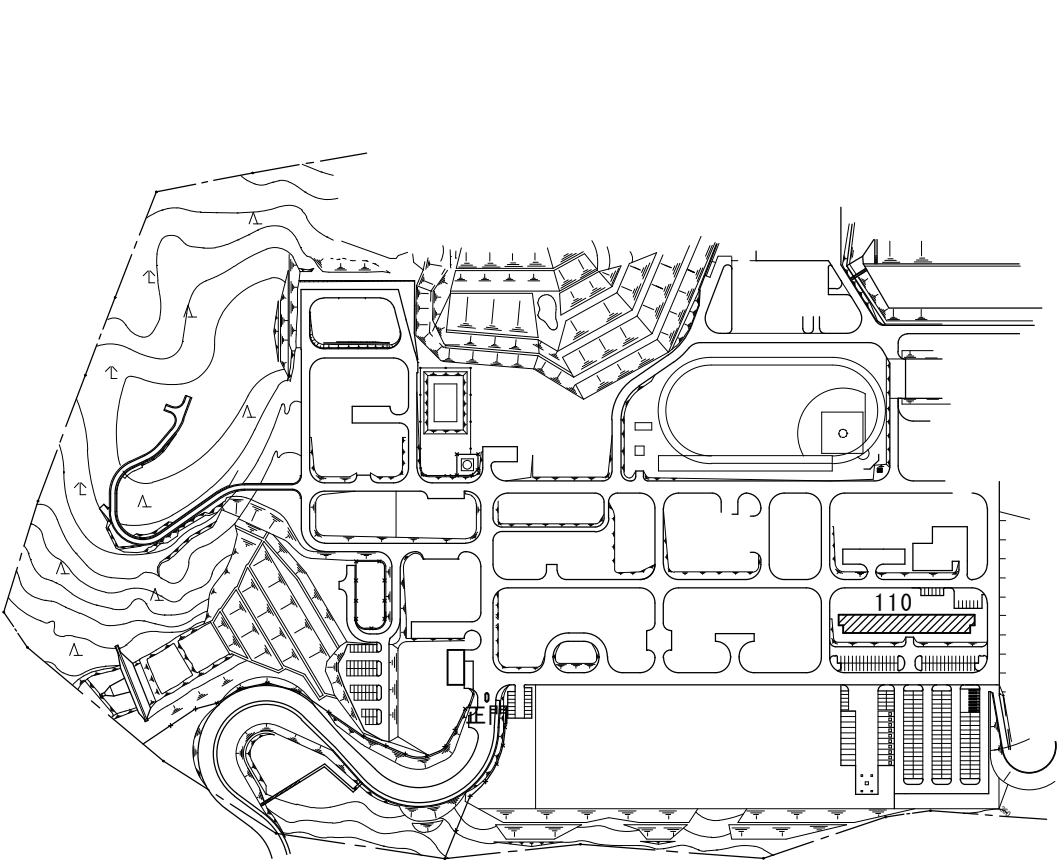

※凡例  施工場所


配置図 S=1:X

件名	生活隊舎污水管補修工事			
図面名称	案内図・配置図			
縮尺	図示	作成年月日	8.5.19	図面番号 3/8
えびの駐屯地業務隊 管理科 営繕班				

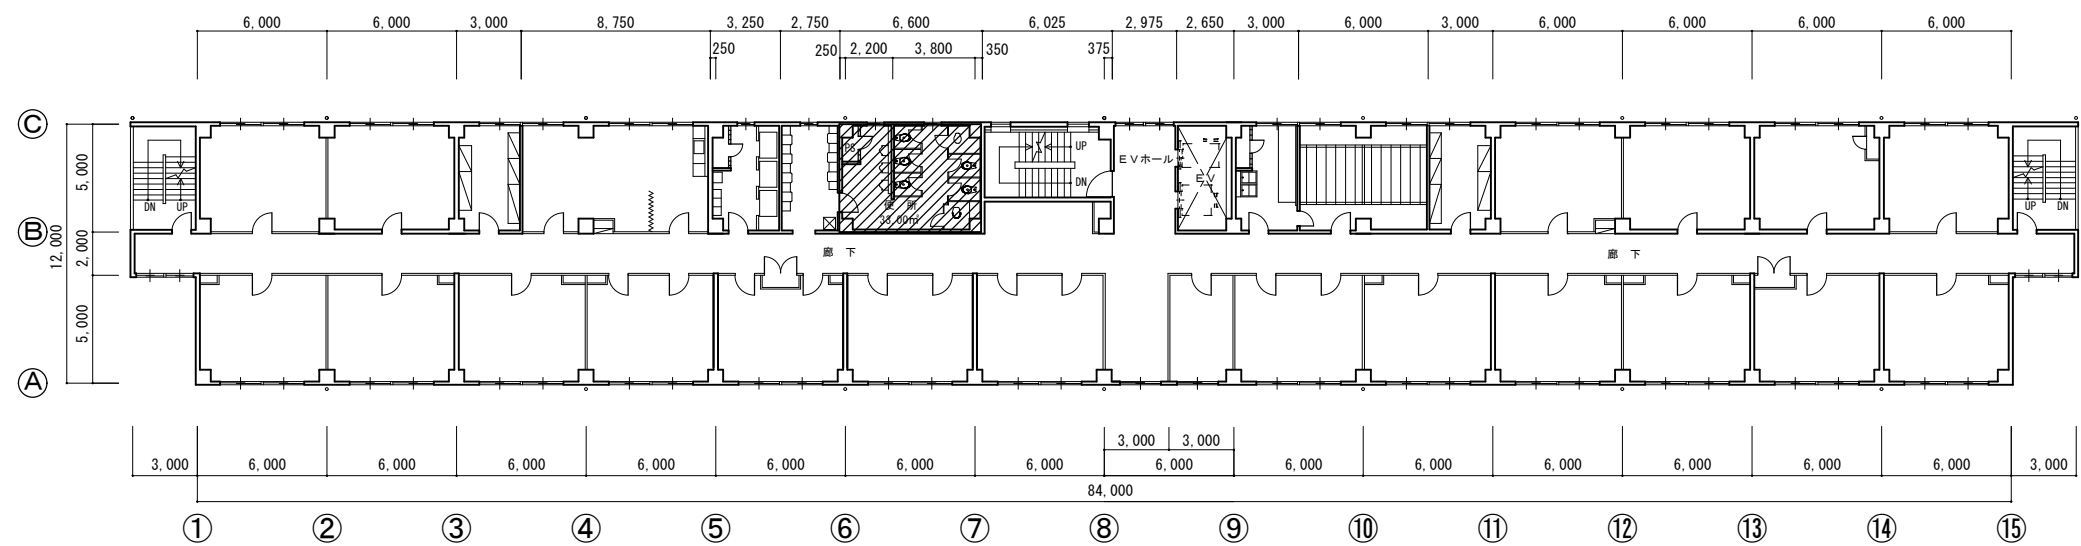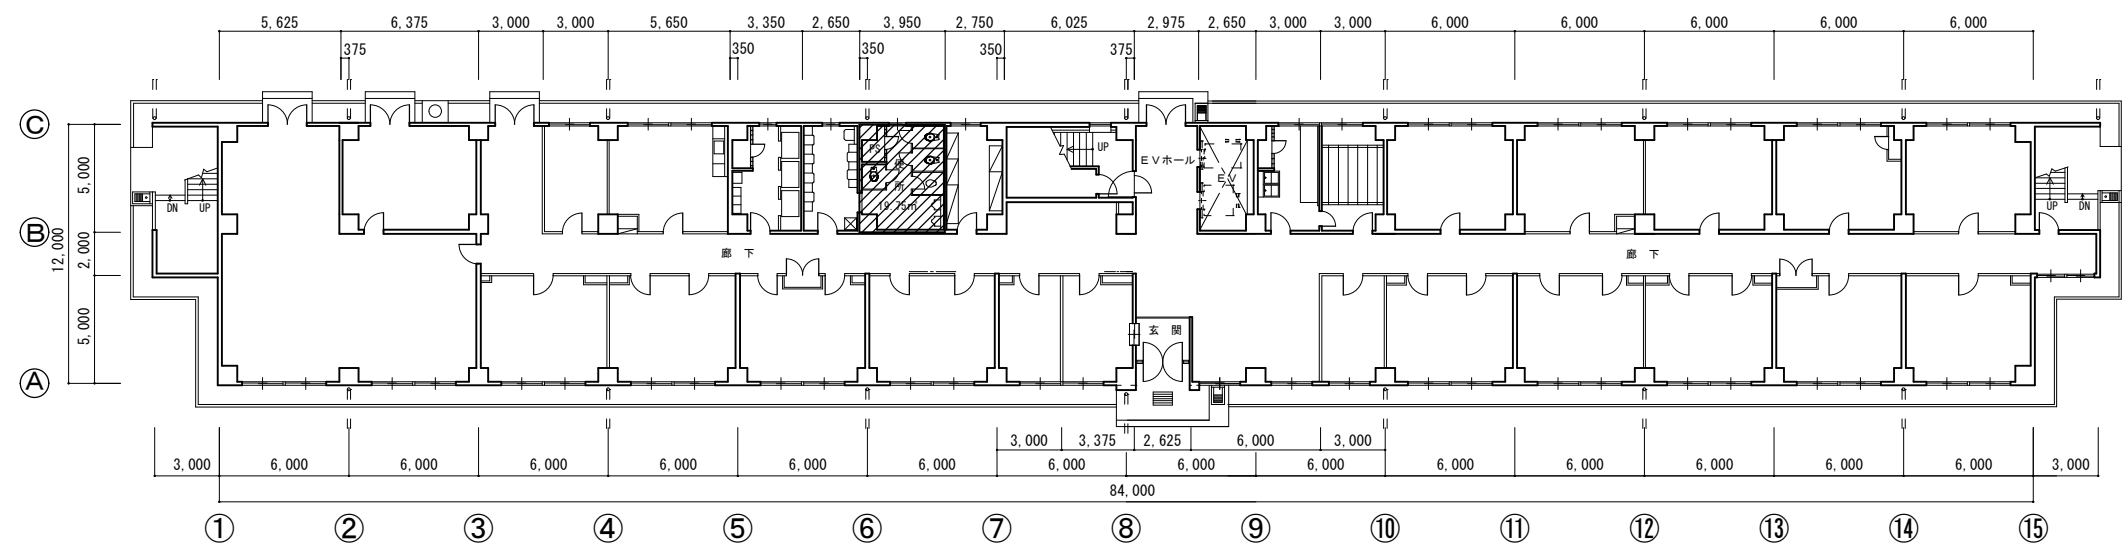


※凡例  施工場所

件名	生活隊舎污水管補修工事		
図面名称	図示		
縮尺	1:350	作成年月日	8.5.19
図面番号	4/8	えびの駐屯地業務隊	管理科 宮績班

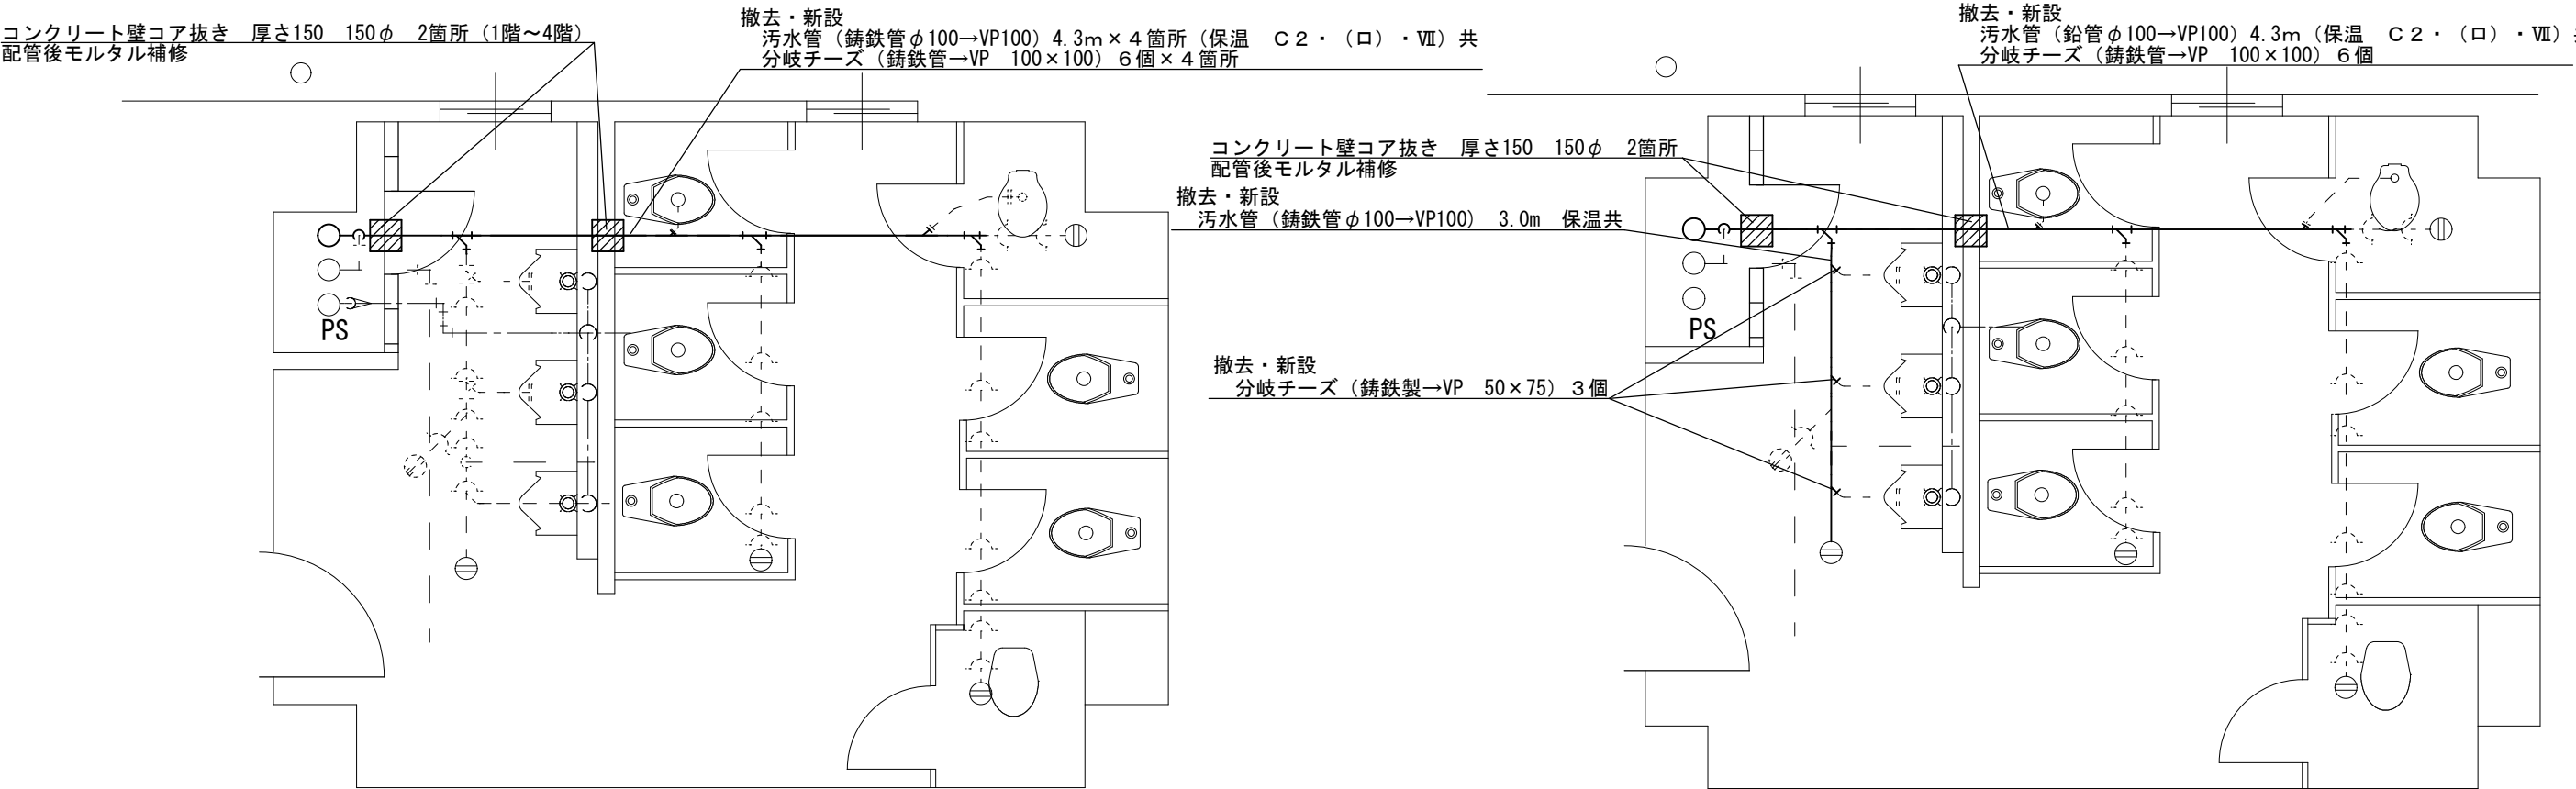


110号1～4階天井裏污水管改修（機械設備）施工図 S=1:50


110号5階天井裏污水管改修（機械設備）施工図 S=1:50

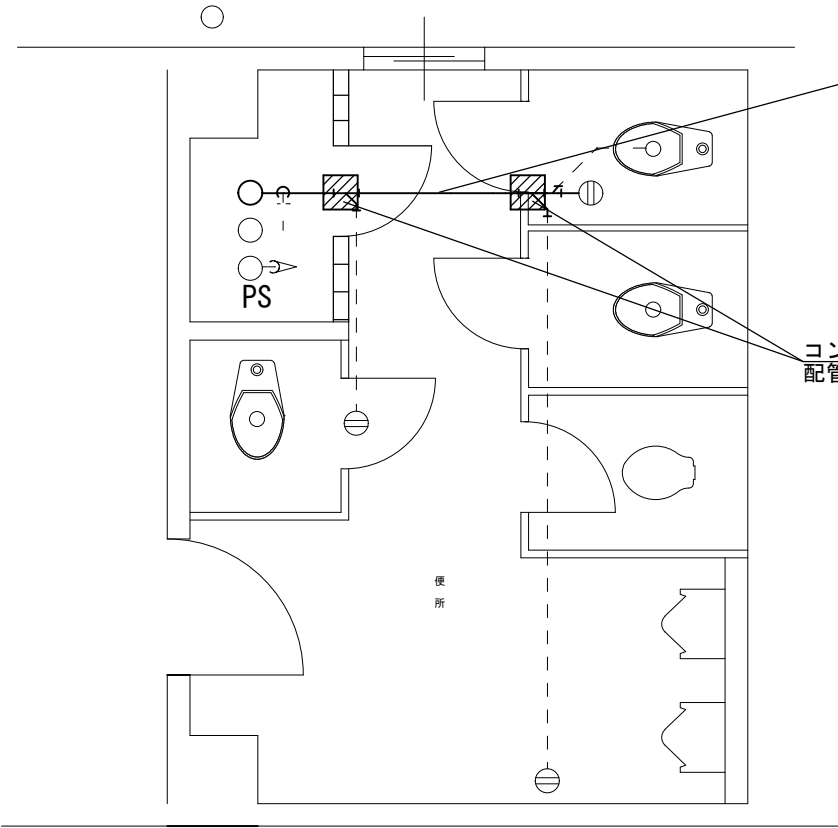

110号6階天井裏污水管改修（機械設備）施工図 S=1:50

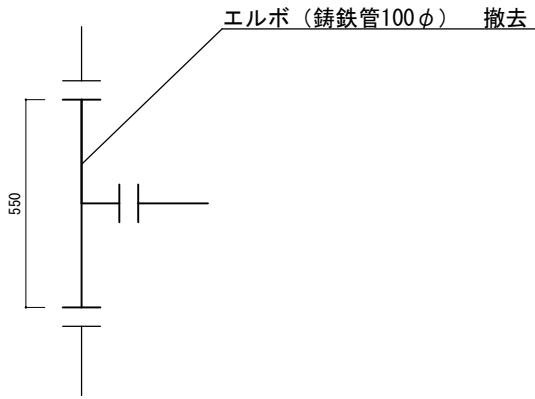


PS内立管詳細図（改修前） S=1:20

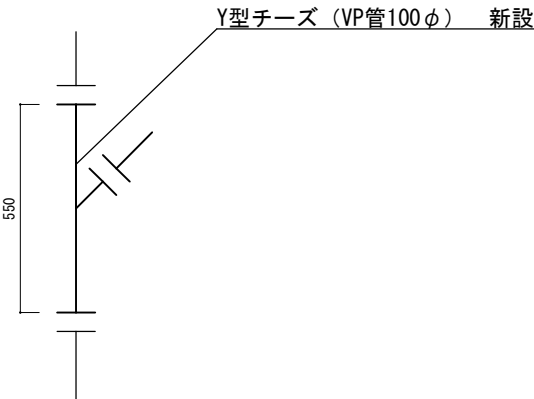

PS内立管詳細図（改修後） S=1:20

件名	生活隊舎污水管補修工事		
図面名称	図示		
縮尺	1:50	作成年月日	8.5.19
図面番号	5/8	えびの駐屯地業務隊	管理科 営繕班

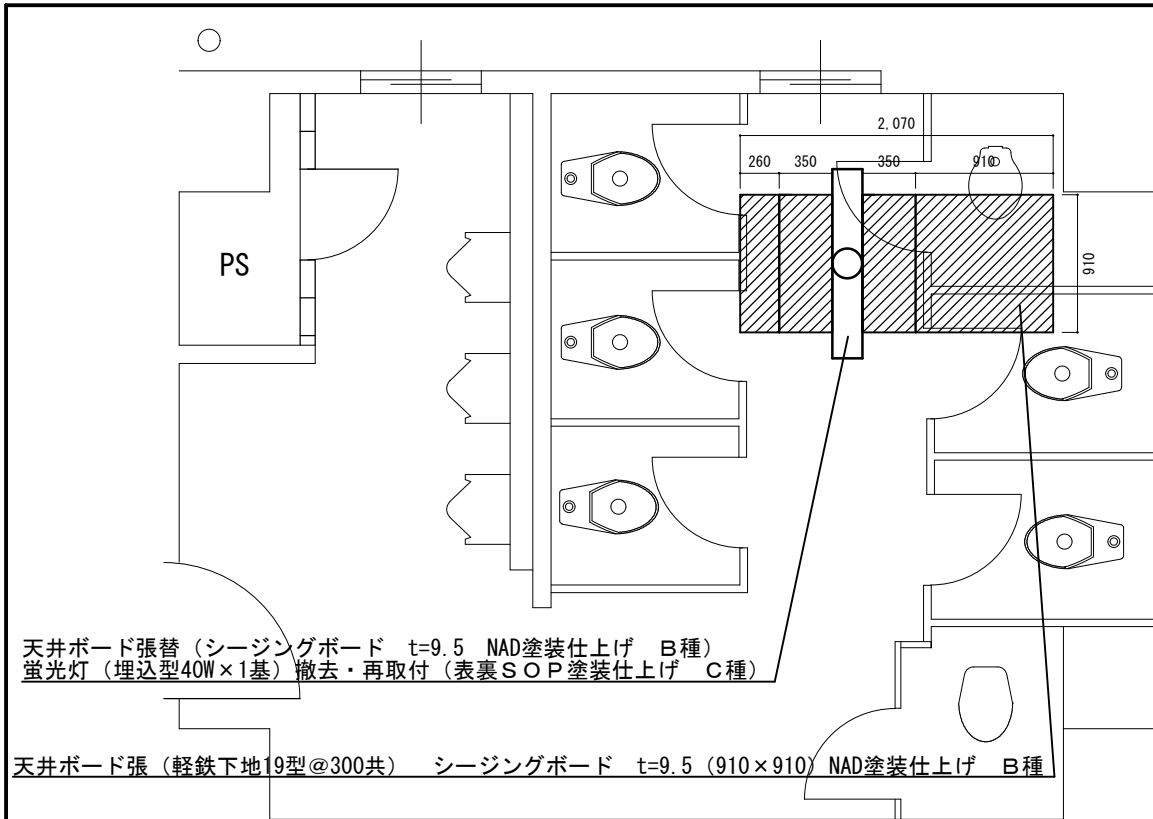


天井ボード張替（シージングボード t=9.5 NAD塗装仕上げ B種）
蛍光灯（埋込型40W×1基）撤去・再取付（表裏S O P塗装仕上げ C種）

天井ボード張（軽鉄下地19型@300共） シージングボード t=9.5 (910×910) NAD塗装仕上げ B種


110号1階天井裏污水管改修（建築）施工図 S=1:50

天井ボード張替（シージングボード t=9.5 NAD塗装仕上げ B種）
蛍光灯（埋込型40W×1基）撤去・再取付（表裏S O P塗装仕上げ C種）
天井点検口撤去・取付 454×454（4階のみ）

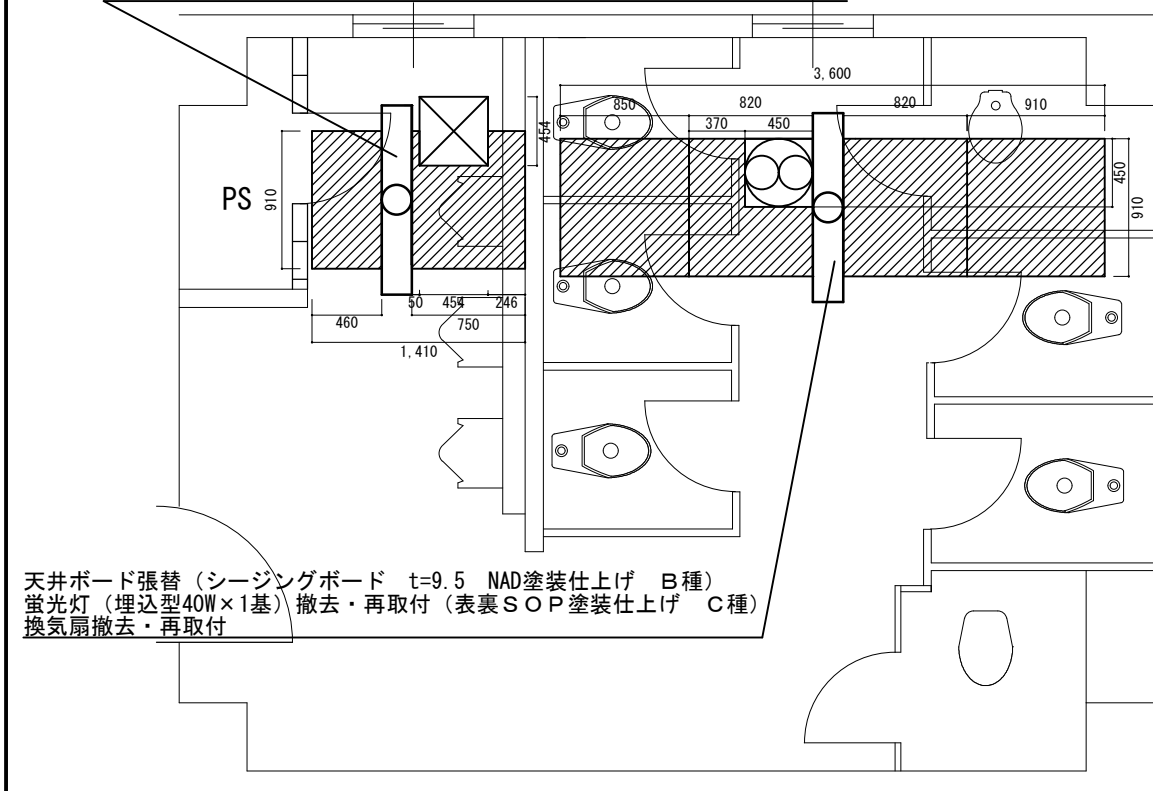

天井ボード張替（シージングボード t=9.5 NAD塗装仕上げ B種）
蛍光灯（埋込型40W×1基）撤去・再取付（表裏S O P塗装仕上げ C種）
換気扇撤去・再取付

110号2階～4階天井裏污水管改修（建築）施工図 S=1:50

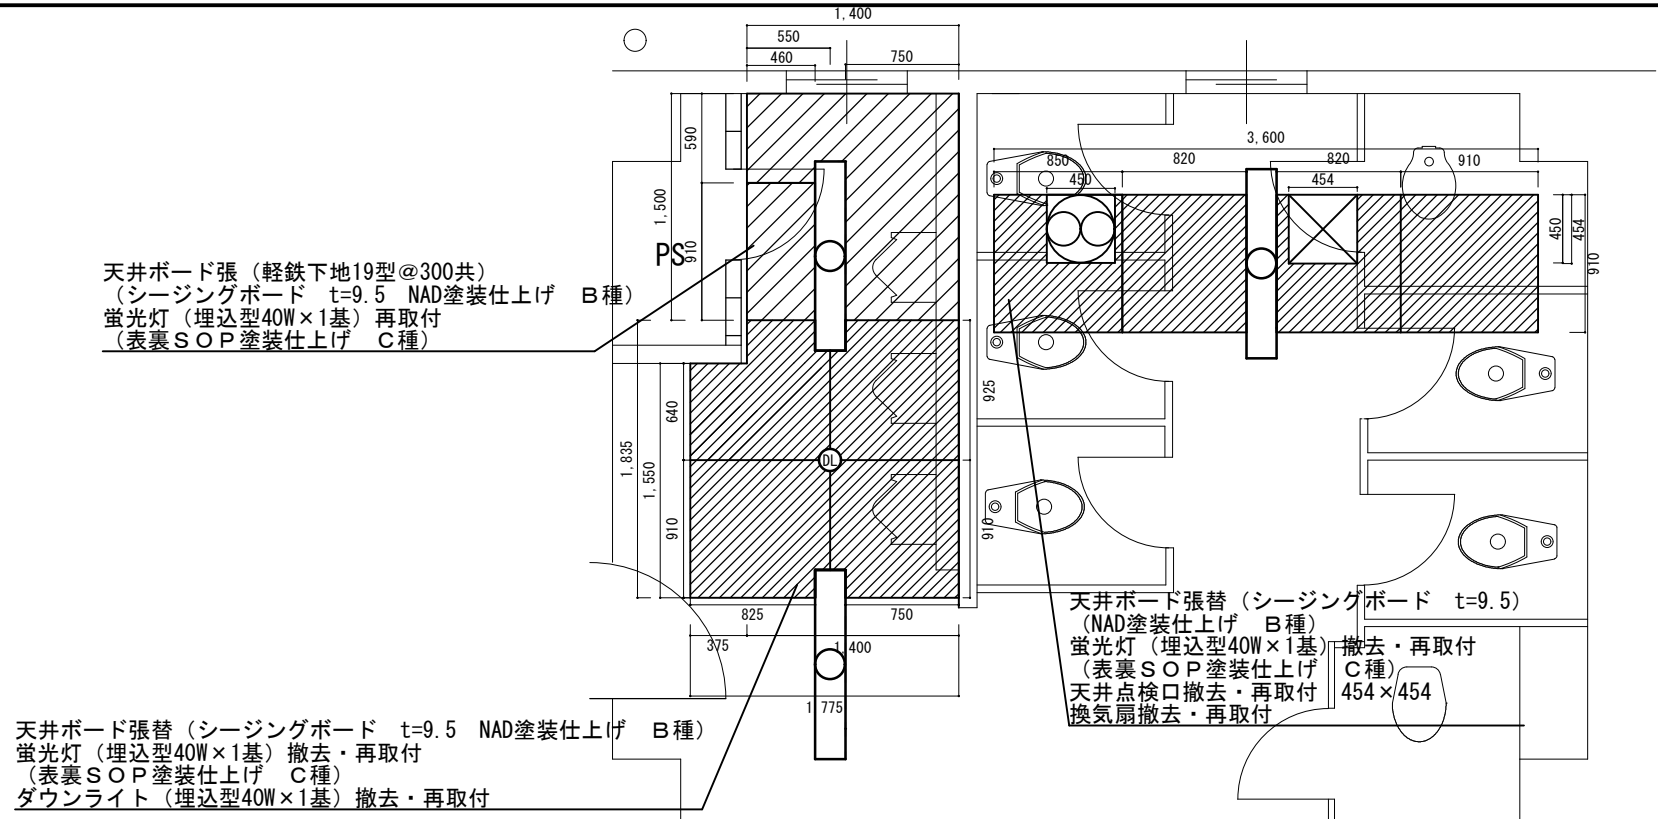


天井ボード張（軽鉄下地19型@300共）
（シージングボード t=9.5 NAD塗装仕上げ B種）
蛍光灯（埋込型40W×1基）再取付
（表裏S O P塗装仕上げ C種）

天井ボード張替（シージングボード t=9.5 NAD塗装仕上げ B種）
蛍光灯（埋込型40W×1基）撤去・再取付
（表裏S O P塗装仕上げ C種）
ダウンライト（埋込型40W×1基）撤去・再取付


天井ボード張替（シージングボード t=9.5）
（NAD塗装仕上げ B種）
蛍光灯（埋込型40W×1基）撤去・再取付
（表裏S O P塗装仕上げ C種）
天井点検口撤去・再取付 454×454
換気扇撤去・再取付

110号5階天井裏污水管改修（建築）施工図 S=1:50

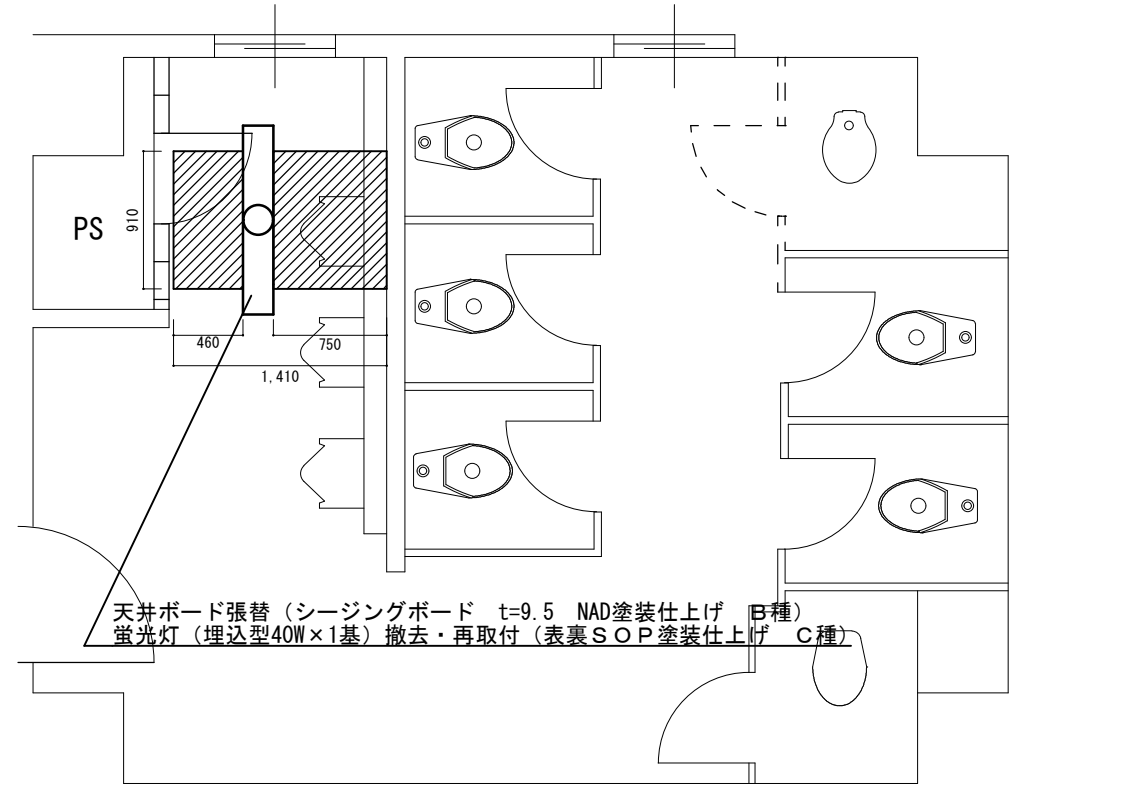


天井ボード張替（シージングボード t=9.5 NAD塗装仕上げ B種）
蛍光灯（埋込型40W×1基）撤去・再取付（表裏S O P塗装仕上げ C種）

110号6階天井裏污水管改修（建築）施工図 S=1:50

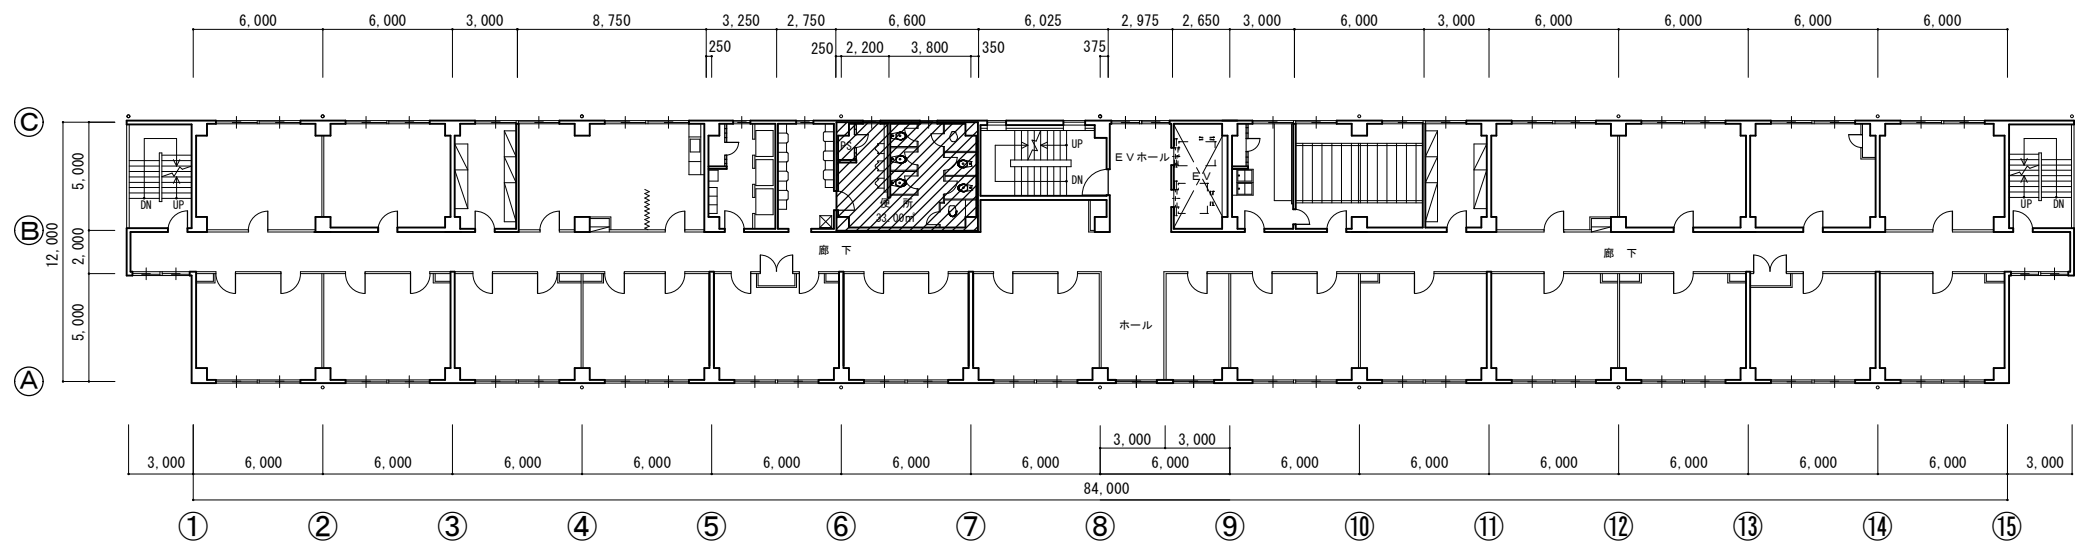


110号4階平面図 S=1:350

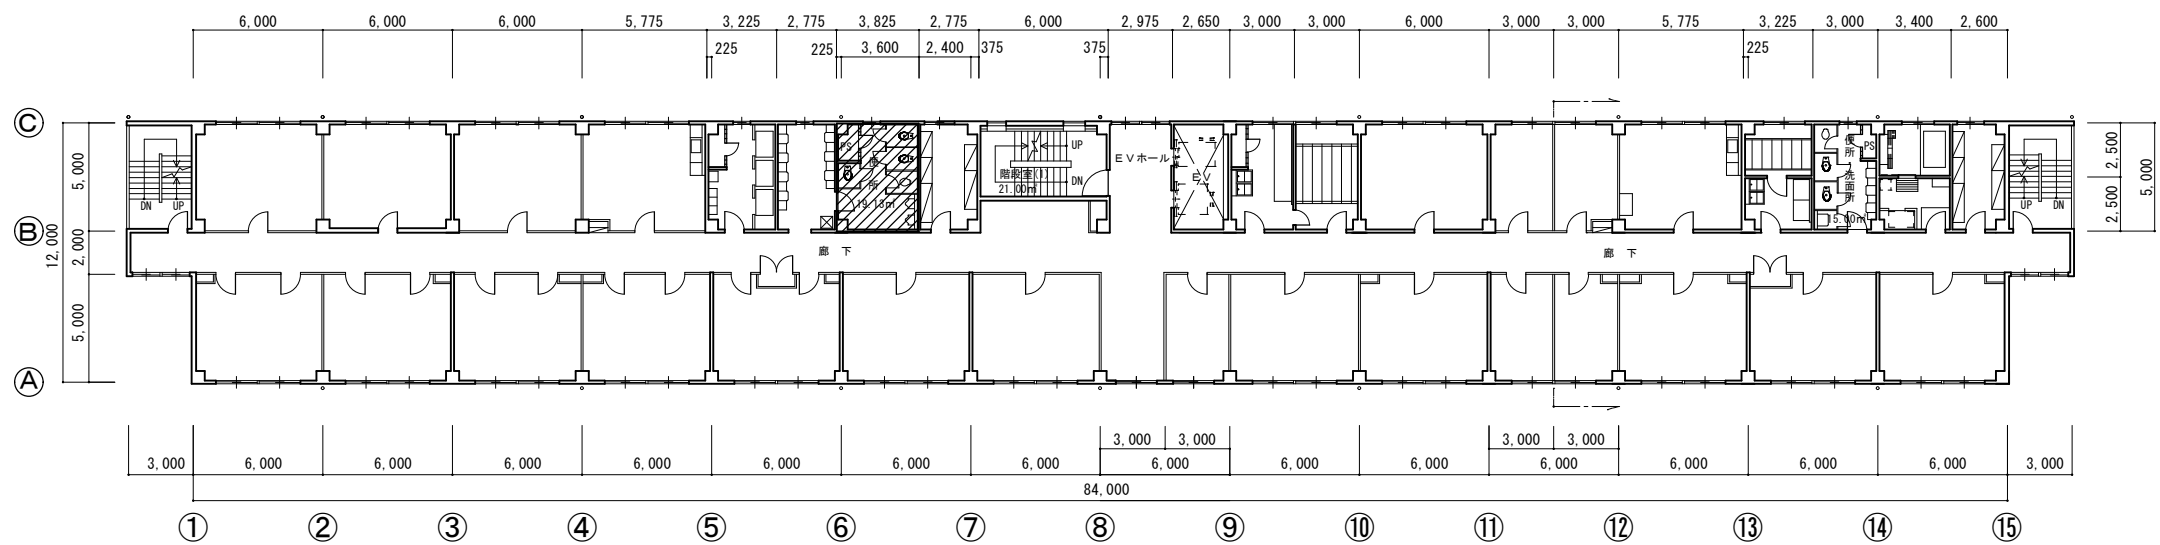


※凡例  施工場所

110号7階平面図 S=1:350

件名	生活隊舎污水管補修工事			
図面名称	図示			
縮尺	1:350	作成年月日	8.5.19	図面番号
えびの駐屯地業務隊 管理科 営繕班				

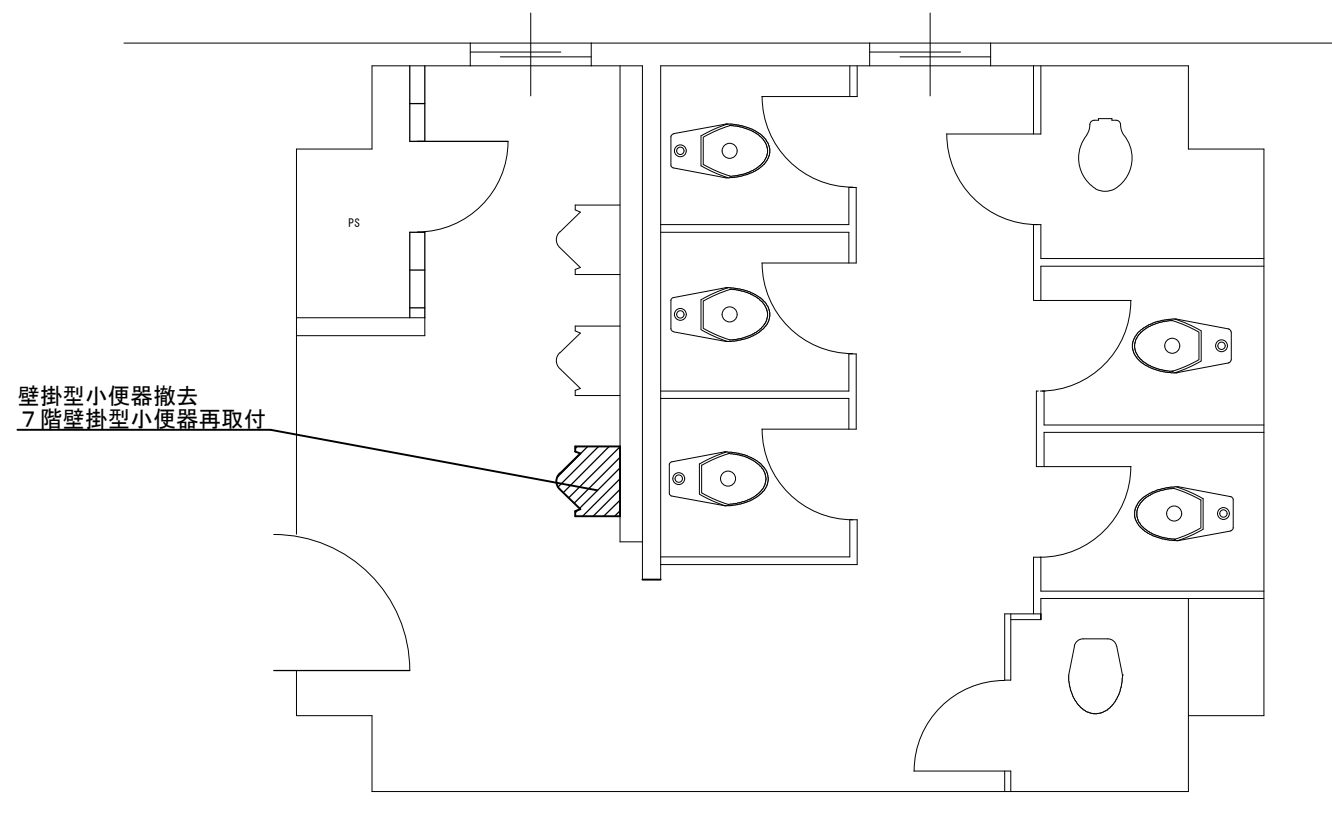

110号4階便所改修（機械設備）平面図 S=1:50

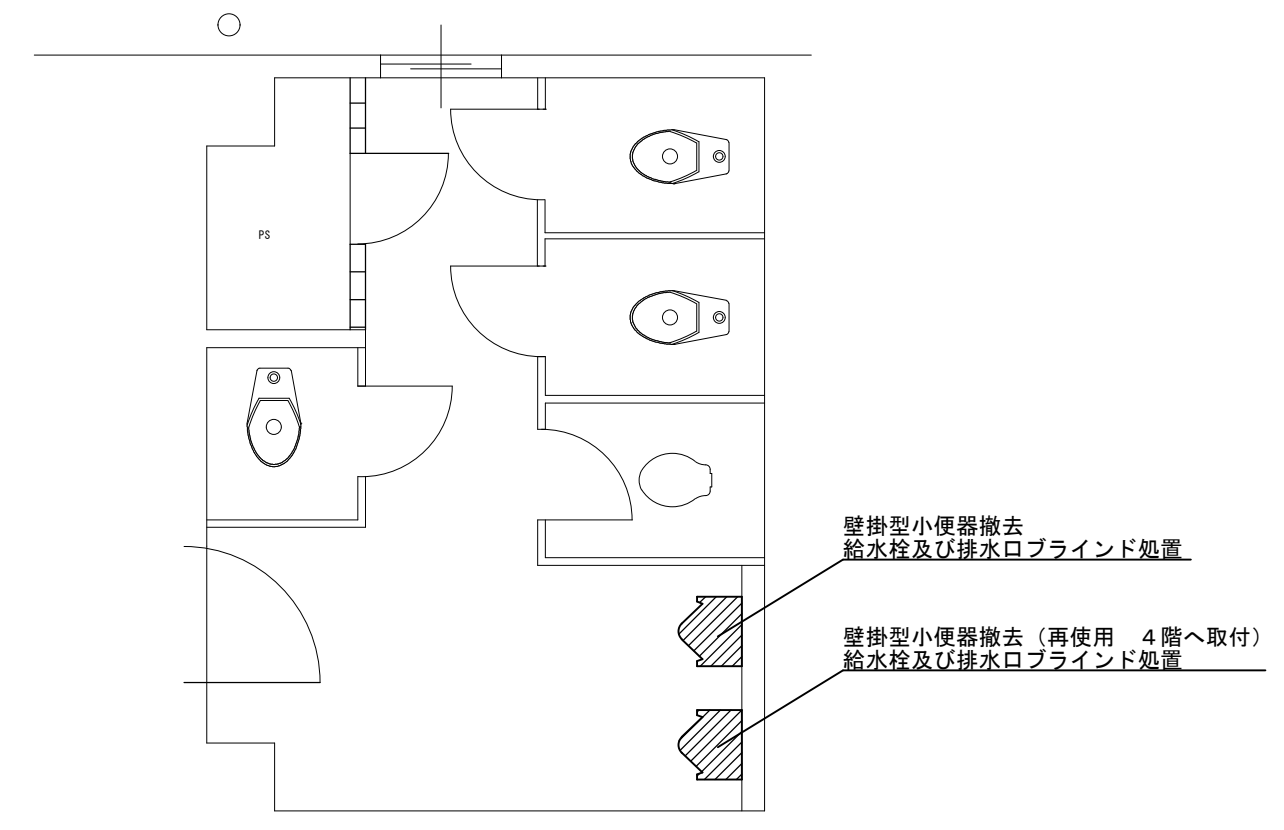

110号7階便所改修（機械設備）平面図 S=1:50

※凡例  施工場所

件名	生活隊舎污水管補修工事			
図面名称	図示			
縮尺	1:50	作成年月日	8.5.19	図面番号
えびの駐屯地業務隊		管理科	営繕班	8/8

数量計算書

No.1

工事件名：生活隊舎污水管補修工事

区 分		規 格	単位	数 量	計 算 内 訳	図面
I	建築工事					
1	仮設工事					
①	墨出し	複合改修	m ²	203.9	①110号建物1階 3.95m×5.0m=19.75㎡ ②110号建物2階～6階 6.6m×5.0m×5カ所=165㎡ ③110号建物7階 3.825m×5.0m=19.125㎡ ④=①+②+③=203.875㎡	4/8 7/8
②	養生	複合改修	m ²	203.9	I・1・①より	
③	整理清掃後片付け	複合改修	m ²	203.9	I・1・①より	
④	内部仕上げ足場（階高4.0m以下 脚立足場 改修）	一般改修	m ²	183.0	①110号建物1階～5階天井裏 6.6m×5.0m×5カ所=165㎡ ②110号建物6階天井裏 3.6m×5.0m=18㎡ ③=①+②=183㎡	6/8
2	金属工事					
①	点検口	点検口 天井450角	個	2.0	①110号建物4階 1カ所 ②110号建物5階 1カ所 ③=①+②=2カ所	6/8
②	屋内軽量鉄骨天井下地	野縁19形φ300 ふところ高 1.5m未満直張り用	m ²	2.9	①110号建物1階 0.91m×0.91m=0.8281㎡ ②110号建物5階 1.4m×1.5m=2.1㎡ ③=①+②=2.9281㎡	6/8
③	屋内天井下地開口部補強	ボード等切込み共 野縁19形 450×450mm程度	m ²	0.8	110号建物2階～5階 0.45m×0.45m×4カ所=0.81㎡	6/8
3	塗装工事					
①	NAD塗装	素地ごしらえB種石膏ボード面	m ²	25.5	①110号建物1階 2.07m×0.91m=1.8837㎡ ②110号建物2階 1.41m×0.91m=1.2831㎡ 3.6m×0.91m=3.276㎡ ③110号建物3階 1.41m×0.91m=1.2831㎡ 3.6m×0.91m=3.276㎡ ④110号建物4階 1.41m×0.91m=1.2831㎡ 3.6m×0.91m=3.276㎡ ⑤110号建物5階 1.4m×1.5m=2.1㎡ 1.775m×1.835m=3.257125㎡ 3.6m×0.91m=3.276㎡ ⑥110号建物6階 1.41m×0.91m=1.2831㎡ ⑦=①+②+③+④+⑤+⑥=25.477225㎡	6/8
②	SOP塗装	細幅物糸幅300mm以下 鉄鋼面（屋内）	m	27.5	①110号建物1階 1.25m×2カ所=2.5m ②110号建物2階 1.25m×4カ所=5.0m ③110号建物3階 1.25m×4カ所=5.0m ④110号建物4階 1.25m×4カ所=5.0m ⑤110号建物5階 1.25m×6カ所=7.5m ⑥110号建物6階 1.25m×2カ所=2.5m ⑦=①+②+③+④+⑤+⑥=27.5m	6/8
③	素地ごしらえ	シーリングボード面	m ²	25.5	I・3・①より	
④	素地ごしらえ	鉄鋼面 C種	m ²	5.5	①110号建物1階 0.2m×1.25m×2カ所=0.5㎡ ②110号建物2階 0.2m×1.25m×4カ所=1.0㎡ ③110号建物3階 0.2m×1.25m×4カ所=1.0㎡ ④110号建物4階 0.2m×1.25m×4カ所=1.0㎡ ⑤110号建物5階 0.2m×1.25m×6カ所=1.5㎡ ⑥110号建物6階 0.2m×1.25m×2カ所=0.5㎡ ⑦=①+②+③+④+⑤+⑥=5.5㎡	6/8
4	内外装工事					
①	天井シーリングボード貼り	t=9.5	m ²	25.5	I・3・①より	
5	撤去工事					
①	天井点検口撤去	点検口 天井450角	カ所	2.0	110号建物4階 110号建物5階	6/8
II	電気設備工事					
1	電灯設備					
①	蛍光灯取付（官給品支給）	LRS6-4・LRS10-4（1300×200未満）	個	1.00	110号建物5階 1個	6/8
②	蛍光灯取付（再取付）	LRS6-4・LRS10-4（1300×200未満）	個	11.00	①110号建物1階 1個 ②110号建物2階 2個 ③110号建物3階 2個 ④110号建物4階 2個 ⑤110号建物5階 2個 ⑥110号建物6階 2個 ⑦=①+②+③+④+⑤+⑥=11個	6/8
③	ダウンライト取付（再取付）	LRS1（天井切込み寸法100～150φ）	個	1.00	駐屯地 110号建物5階	6/8
2	撤去工事					
①	蛍光灯撤去	再使用する（取外し）	個	10.00	①110号建物1階 1個 ②110号建物2階 2個 ③110号建物3階 2個 ④110号建物4階 2個 ⑤110号建物5階 2個 ⑥110号建物6階 1個 ⑦=①+②+③+④+⑤+⑥=10個	6/8
②	ダウンライト撤去	再使用する（取外し）	個	1.00	110号建物5階	6/8

数量計算書

No.2

工事件名：生活隊舎污水管補修工事

区 分		規 格	単位	数 量	計 算 内 訳	図面
Ⅲ	機械設備工事					
1	配管工事					
①	硬質ポリ塩化ビニル管	VP100φ 便所配管	m	26.7	110号建物1階～5階天井裏 4.3m×5ヵ所=21.5m 110号建物5階天井裏 3.0m 110号建物6階天井裏 2.2m	5/8
2	コンクリート工事					
①	モルタル	防水モルタル（厚さ15mm）1：2	m ²	0.2	110号建物1階～6階 0.075m×0.075m×3.14×12ヵ所=0.21195m ²	5/8
3	空調調和設備工事					
①	天井埋込形換気扇	天井ボード撤去後再取付	個	4.0	110号建物2階～5階天井埋込形換気扇	6/8
4	衛生器具工事					
①	小便器	4階へ再取付	個	1.0	110号建物4階小便器	8/8
5	はつり工事					
①	コンクリートコア抜き	厚さ150 150φ	ヵ所	12.0	110号建物1階～6階×2ヵ所	5/8
6	撤去工事					
①	排水管撤去	鑄鉄管φ100 再使用しない	m	26.7	110号建物1階～5階天井裏 4.3m×5ヵ所=21.5m 110号建物5階天井裏 3.0m 110号建物6階天井裏 2.2m	5/8
②	換気扇撤去	天井ボード撤去後再取付	個	4.0	Ⅲ・2・①より	6/8
③	配管保温撤去	アルミガラスウロス化粧保温板 保温厚25 100φ再使用しない	m	26.7	Ⅲ・5・①より	5/8
④	小便器撤去	洗浄弁式壁掛再使用しない	組	2.0	110号建物4階小便器 1組 110号建物7階小便器 1組	8/8
⑤	小便器撤去	洗浄弁式壁掛再使用	組	1.0	110号建物7階小便器 1組	8/8
1	産業廃棄物等					
①	産廃処分費		式	1.0		